



系 統 図 S=1:2,500

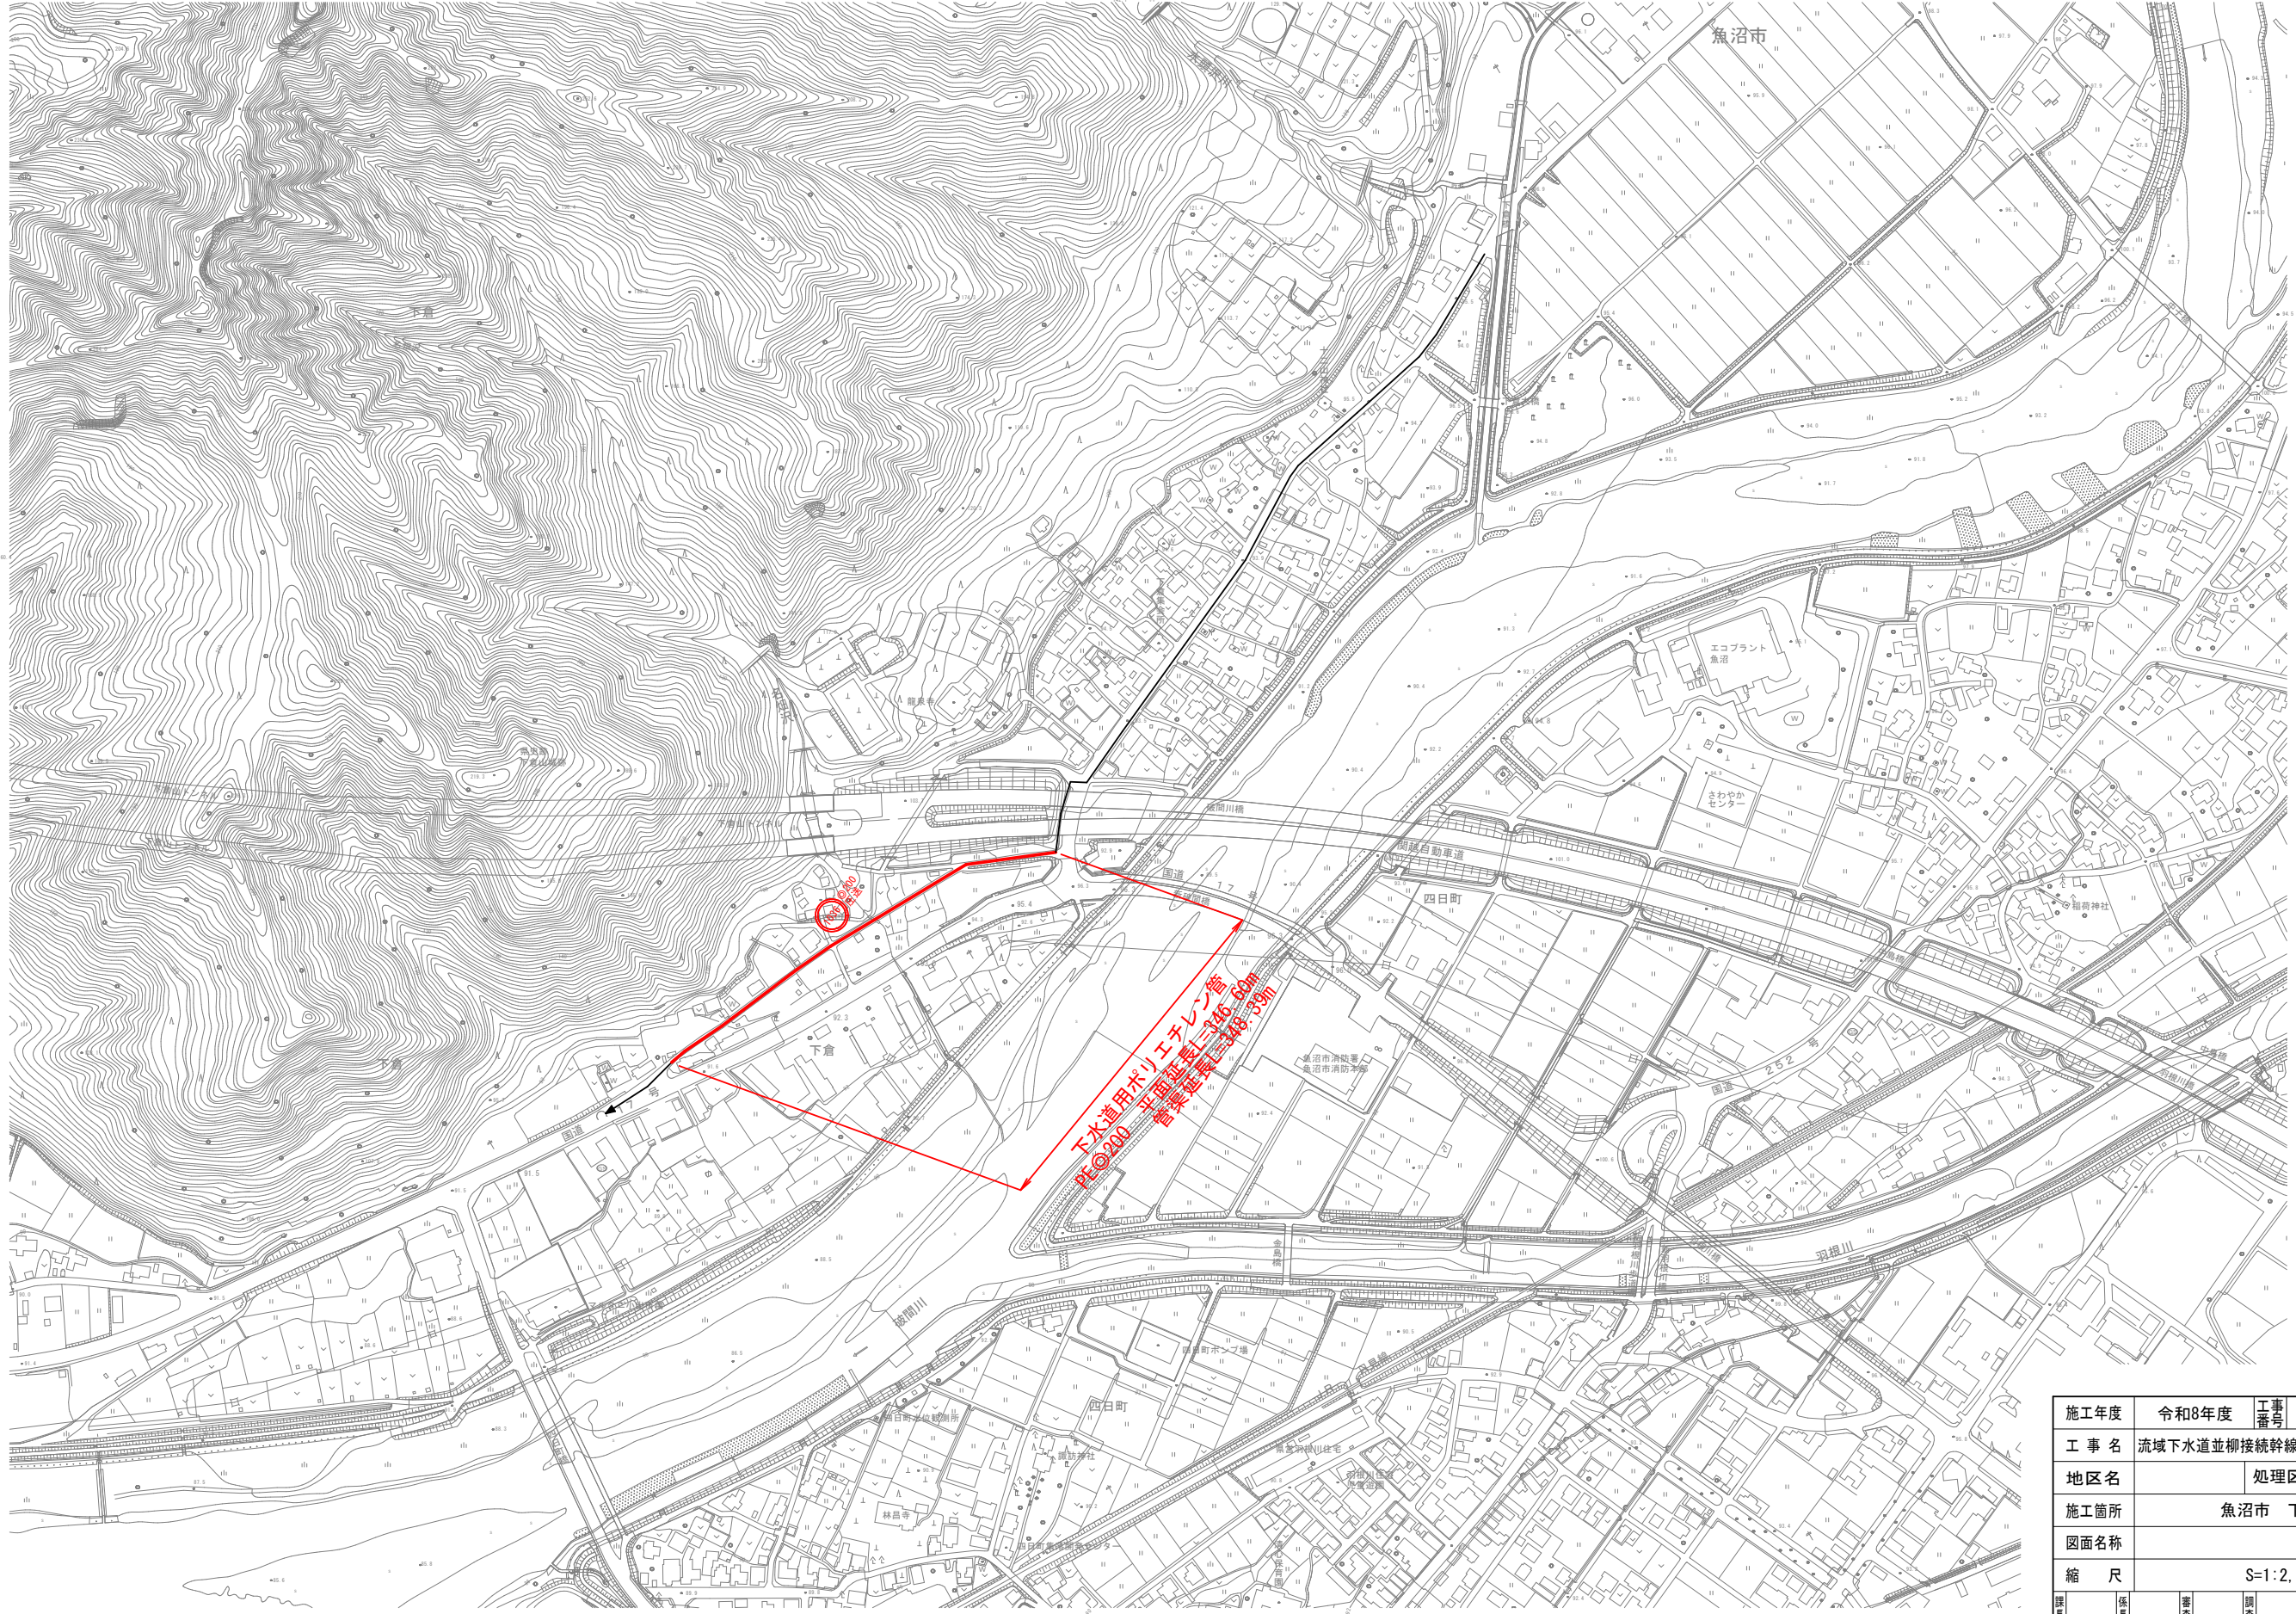


施工年度	令和8年度	工事番号	令8補施下工-3号		
工 事 名	流域下水道並柳接続幹線管渠布設その14工事				
地区名		処理区名			
施工箇所	魚沼市 下倉			地内	
図面名称					
縮 尺	S=1:2,500				
課長		係長		審査	
			課長	設計	
				測量	
魚 沼 市					

平面図 S=1:500

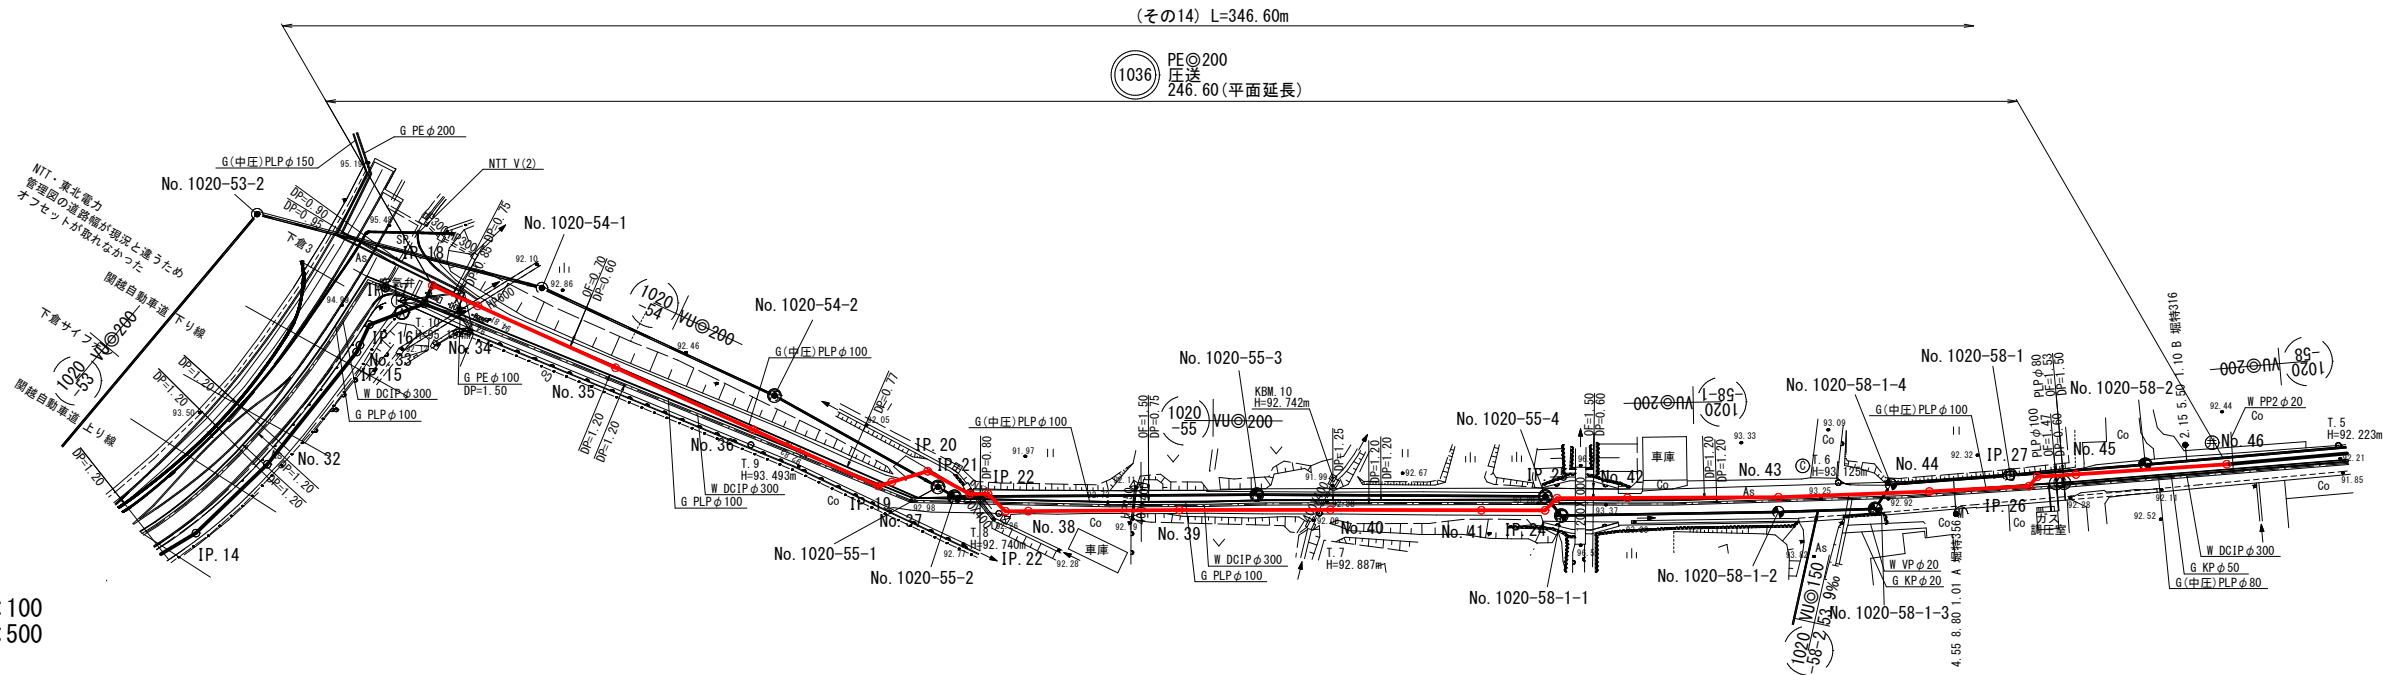

縦断面図 V=1:100
H=1:500

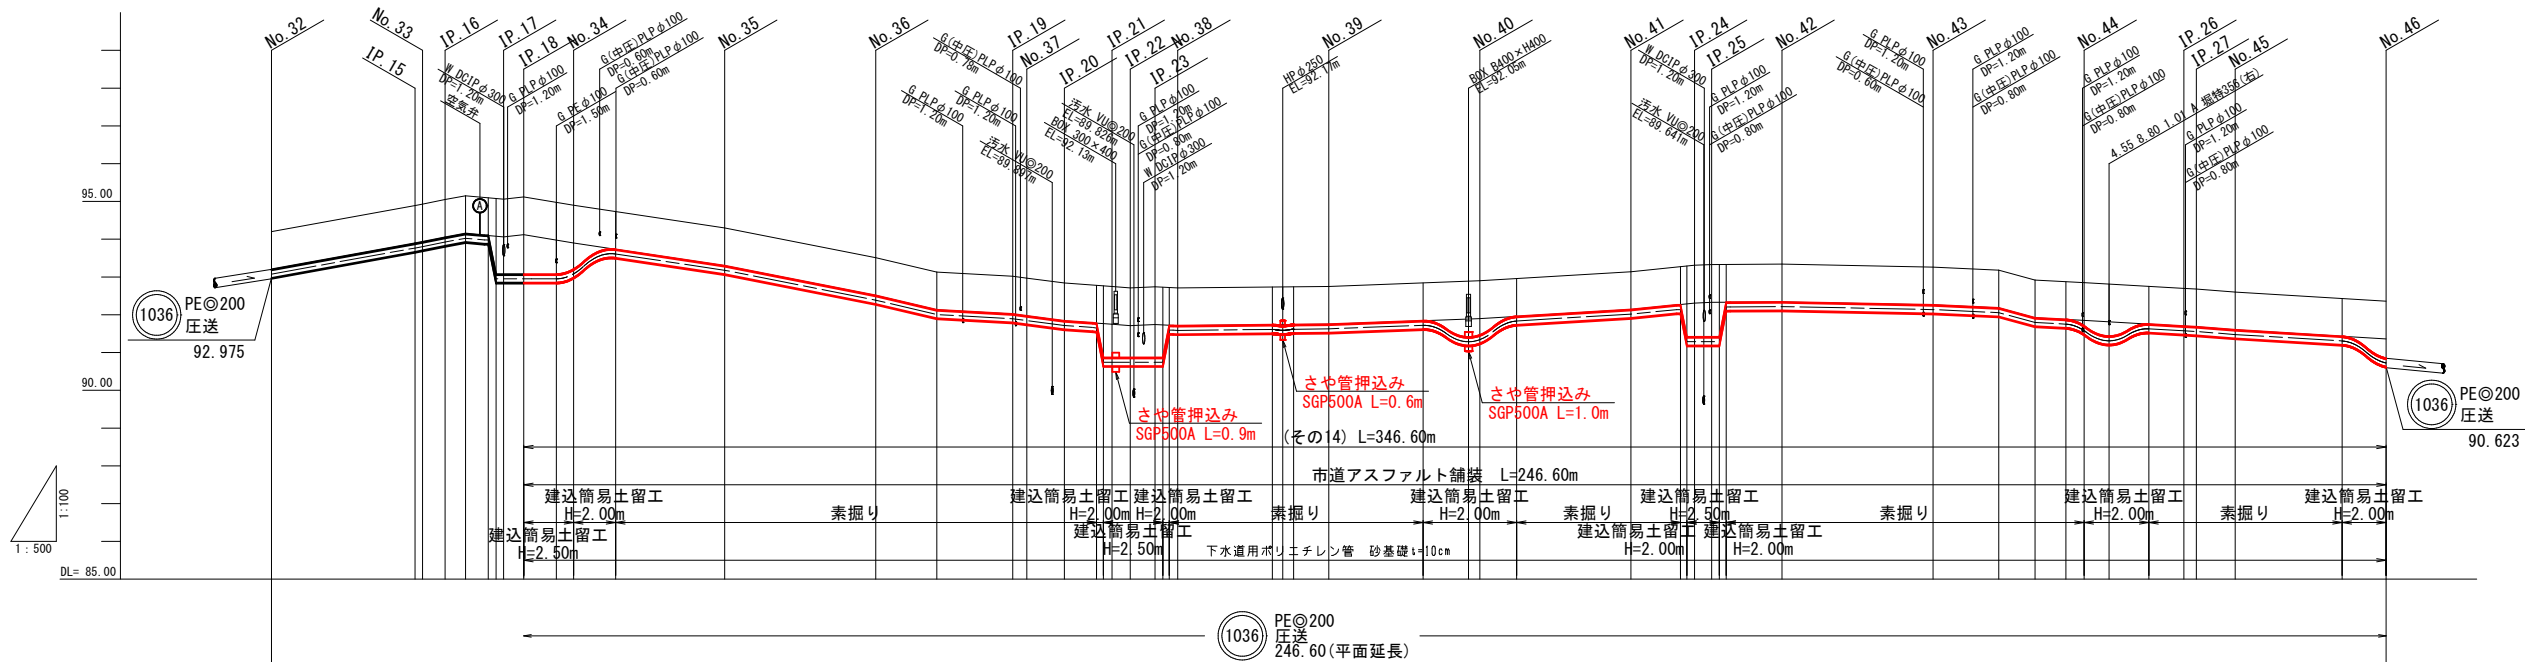


測点	単距離	追加距離	掘削深	管底高	土被り	現況地盤高
No. 32	0.00	0.00	1.35	92.975	1.00	94.20
IP. 15	19.00	19.00	1.35	93.665	1.00	94.83
No. 33	1.00	20.00	1.35	93.705	1.00	94.83
IP. 16	2.99	22.99	1.35	93.825	1.00	95.05
+5.69	2.70	25.69	1.35	93.925	1.00	95.15
+8.70	3.00	28.70	1.35	93.965	1.00	95.18
IP. 17	1.00	29.70	2.33	92.851	1.98	95.06
IP. 18	2.67	32.37	2.33	92.851	2.04	95.12
+17.71	4.31	37.71	2.25	92.851	1.90	94.98
No. 34	2.29	40.00	2.04	92.883	1.69	94.90
+5.57	5.57	45.57	1.35	93.505	1.00	94.73
No. 35	14.43	60.00	1.35	93.075	1.00	94.30
No. 36	20.00	80.00	1.35	92.285	1.00	93.51
+8.10	8.10	88.10	1.35	91.905	1.00	93.13
IP. 19	10.04	98.14	1.35	91.795	1.00	92.97
No. 37	1.86	100.00	1.35	91.745	1.00	92.97
IP. 20	4.98	104.98	1.35	91.615	1.00	92.84
+9.23	4.25	109.23	1.35	91.555	1.00	92.78
+10.14	0.91	110.14	2.25	90.843	1.88	92.77
IP. 21	1.16	111.30	2.23	90.843	1.88	92.75
IP. 22	2.70	114.00	2.23	90.843	1.88	92.74
IP. 23	1.13	115.13	2.23	90.843	1.88	92.74
+18.02	1.02	116.02	2.23	90.843	1.88	92.74
+18.86	0.84	116.86	2.23	90.843	1.88	92.74
No. 38	1.14	120.00	1.35	91.485	1.00	92.71
+12.52	12.52	132.52	1.35	91.515	1.00	92.74
+13.39	1.45	133.97	1.35	91.498	1.00	92.74
No. 39	4.66	140.00	1.35	91.525	1.00	92.75
+12.48	12.48	152.48	1.35	91.615	1.00	92.84
+18.50	6.02	158.50	1.83	91.186	1.48	92.89
No. 40	1.50	160.00	1.78	91.243	1.43	92.89
+4.86	4.86	164.86	1.35	91.735	1.00	92.96
No. 41	15.14	180.00	1.35	91.915	1.00	93.14
+6.55	6.55	186.55	1.35	92.045	1.00	93.27
+7.40	0.85	187.40	2.28	91.188	1.88	93.29
IP. 24	1.02	188.42	2.27	91.188	1.90	93.31
IP. 25	2.27	190.69	2.27	91.188	1.92	93.33
+12.62	0.91	191.62	1.35	92.109	1.00	93.33
No. 42	7.38	200.00	1.35	92.115	1.00	93.34
No. 43	20.00	220.00	1.35	92.035	1.00	93.26
+8.70	8.70	228.70	1.35	91.955	1.00	93.18
+13.50	4.80	233.50	1.35	91.695	1.00	92.92
+17.60	4.10	237.60	1.35	91.655	1.00	92.88
No. 44	2.40	240.00	1.50	91.480	1.15	92.85
+3.31	3.31	243.31	1.73	91.210	1.38	92.81
+8.58	5.27	248.58	1.35	91.135	1.00	92.36
IP. 26	4.62	253.20	1.35	91.525	1.00	92.75
IP. 27	1.66	254.86	1.35	91.475	1.00	92.70
No. 45	5.14	260.00	1.35	91.375	1.00	92.60
+14.17	14.17	274.17	1.35	91.205	1.00	92.43
No. 46	5.83	280.00	1.86	90.623	1.51	92.36

- ※1 施工時には、地下埋設物の位置関係を十分に確認の上、安全に施工を行う事とする。
- ※2 図面に記載した埋設管は、管理者からの資料による推定位置であるため、設計図内に地下埋設物の表記が無い箇所においても掘削時には関係機関の立ち合いのもと、位置確認を行い慎重に作業を行う事とする。
- ※3 埋設物調査として試掘調査は必要に応じて行う事とする。

施工年度	令和8年度		工事番号	令8補施下工-3号		
工 事 名	流域下水道並柳接続幹線管渠布設その14工事					
地区名			処理区名			
施工箇所	魚沼市 下倉			地内		
図面名称	平面図・縦断面図(3)					
縮 尺	図 示					
課長		係長		審査	調査	設計
						測量
魚 沼 市						


平面図

S=1:500

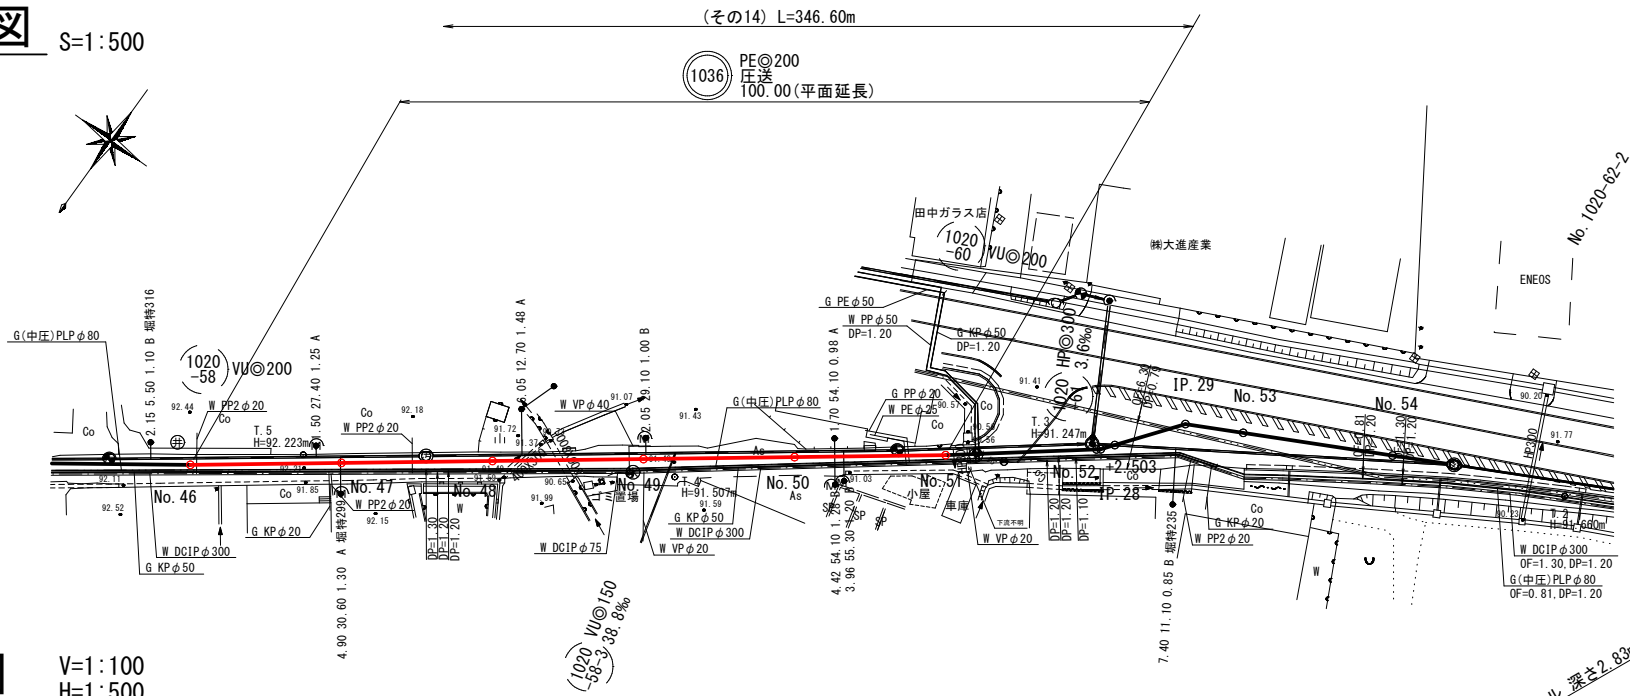

縦断面図

V=1:100
H=1:500











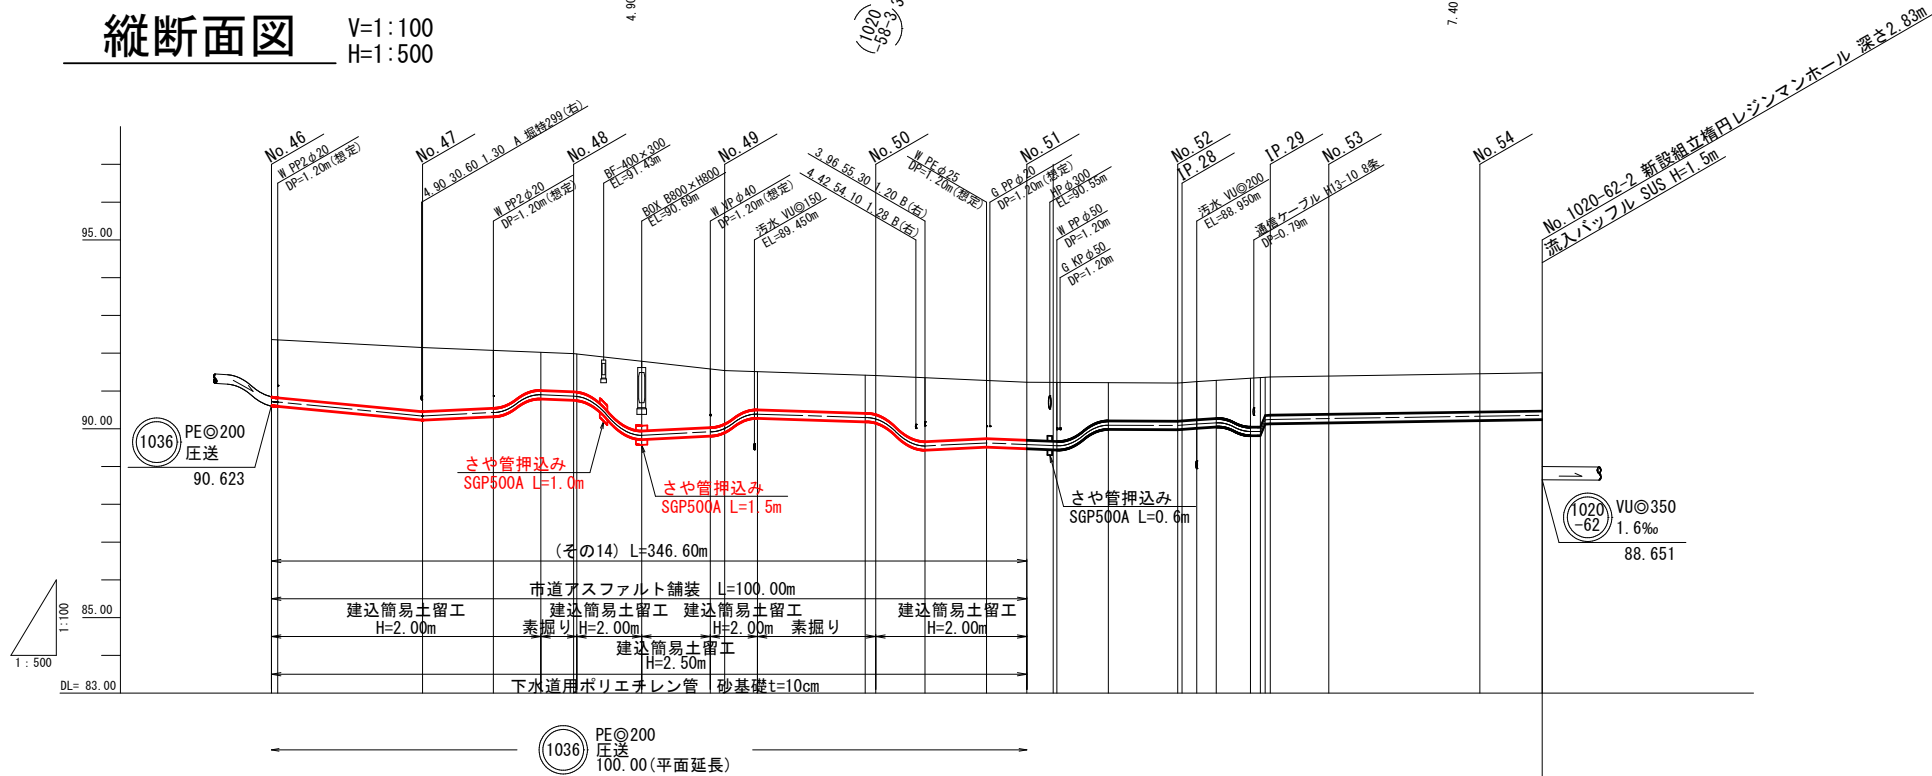


測点	単距離	追加距離	掘削深	管底高	土被り	現況地盤高
No. 46 +0.83	0.00 0.83	0.00 0.83	1.86 1.87	90.623 90.606	1.51 1.52	92.36 92.35
No. 47	19.17	20.00	2.04	90.240	1.69	92.15
+9.39	9.39	29.39	1.87	90.330	1.52	92.07
+15.66	6.27	35.66	1.35	90.775	1.00	92.00
No. 48 +0.43	4.34 0.43	40.00 40.43	1.35 1.35	90.765 90.755	1.00 1.00	91.99 91.98
+9.02	8.59	49.02	2.19	89.726	1.84	91.79
+18.10 No. 49	9.08 1.90	58.10 60.00	1.89 1.76	89.818 89.808	1.54 1.41	91.58 91.54
+4.34	4.34	64.34	1.35	90.285	1.00	91.51
+18.61 No. 50	14.27 1.39	78.61 80.00	1.35 1.38	90.195 90.159	1.00 1.03	91.42 91.41
+6.52	6.52	86.52	2.03	89.444	1.68	91.35
+14.68	8.16	94.68	1.88	89.524	1.53	91.28
No. 51 +3.99	5.32 3.50	100.00 103.50	1.87 1.90	89.482 89.454	1.52 1.55	91.23 91.23
+10.80	6.81	110.80	1.35	89.995	1.00	91.22
No. 52 +2.50	9.20 0.56	120.00 122.50	1.35 1.35	89.885 89.895	1.00 1.00	91.21 91.22
+5.09	2.59	125.09	1.35	90.025	1.00	91.23
+10.83 +11.56 IP. 29	4.53 1.31 0.63	129.62 130.93 131.56	1.64 1.74 1.35	89.828 89.828 90.135	1.29 1.39 1.00	91.28 91.44 91.36
No. 53	7.75	140.00	1.35	90.165	1.00	91.39
No. 54	20.00	160.00	1.35	90.225	1.00	91.45
No. 1020 -62-2	8.25	168.25	1.35	90.255	1.00	91.48

- ※1 施工時には、地下埋設物の位置関係を十分に確認の上、安全に施工を行う事とする。
- ※2 図面に記載した埋設管は、管理者からの資料による推定位置であるため、設計図内に地下埋設物の表記が無い箇所においても掘削時には関係機関の立ち合いのもと、位置確認を行い慎重に作業を行う事とする。
- ※3 埋設物調査として試掘調査は必要に応じてを行う事とする。
- ※4 国道17号線には通信ケーブルが埋設されているため、計画管渠との平面交差部は試掘調査を実施する事とする。

施工年度	令和8年度		工事番号	令8補施下工-3号		
工 事 名	流域下水道並柳接続幹線管渠布設その14工事					
地区名			処理区名			
施工箇所	魚沼市 下倉			地内		
図面名称	平面図・縦断面図(4)					
縮 尺	図 示					
課長		係長		審査	調査	設計
						測量
魚 沼 市						












横断面図(3) S=1:100

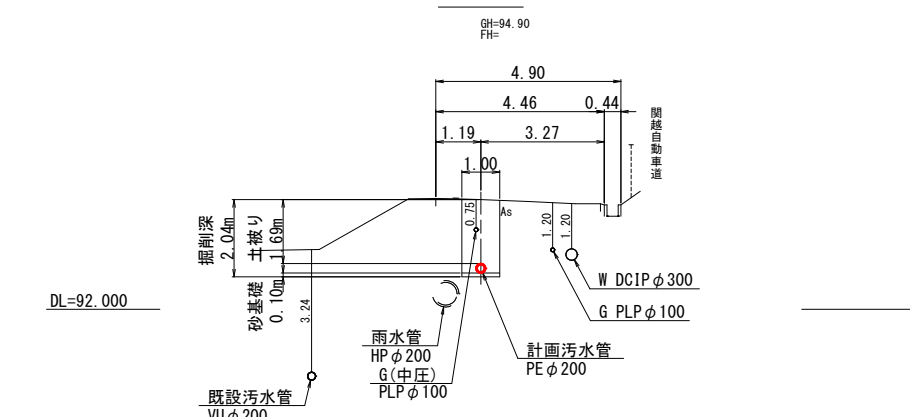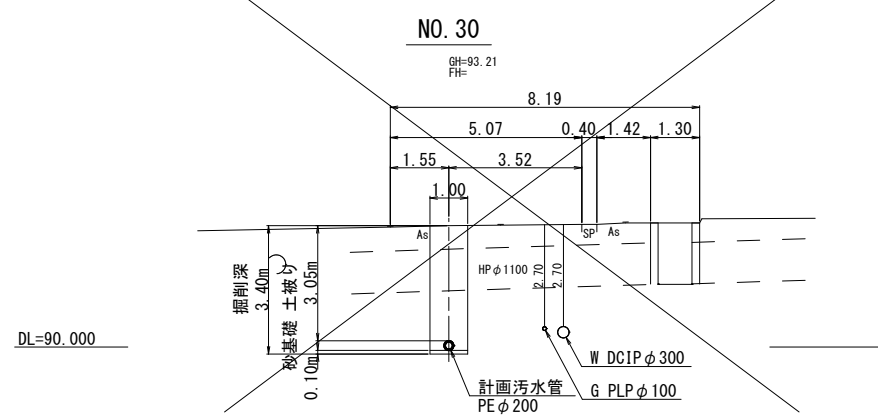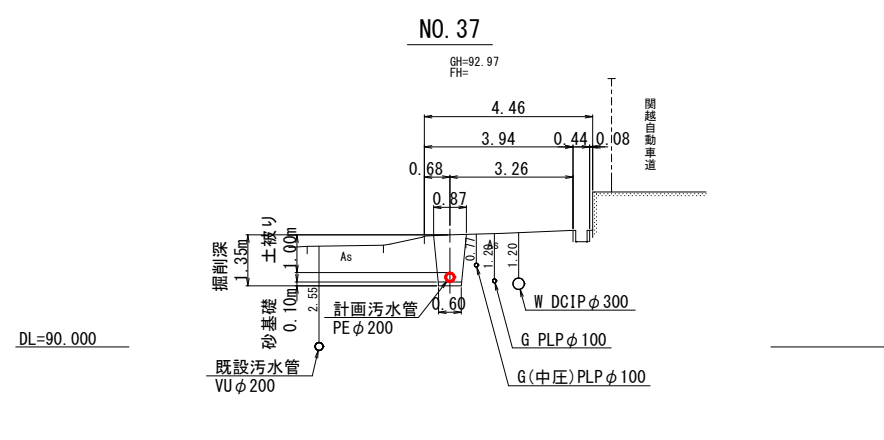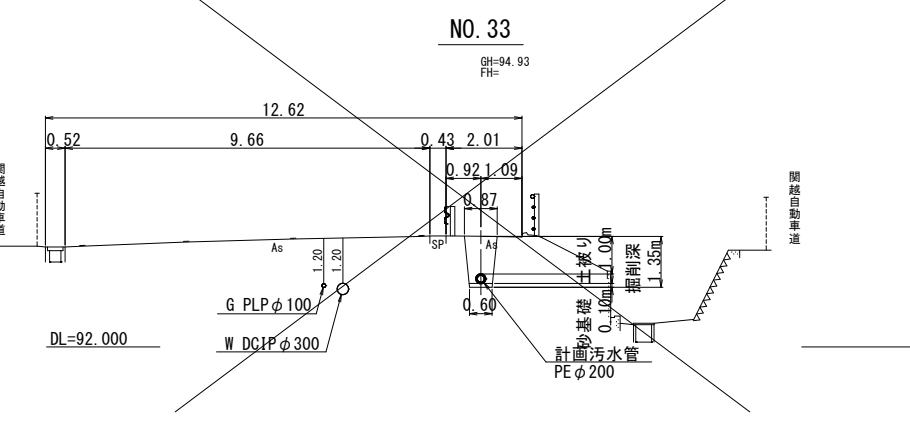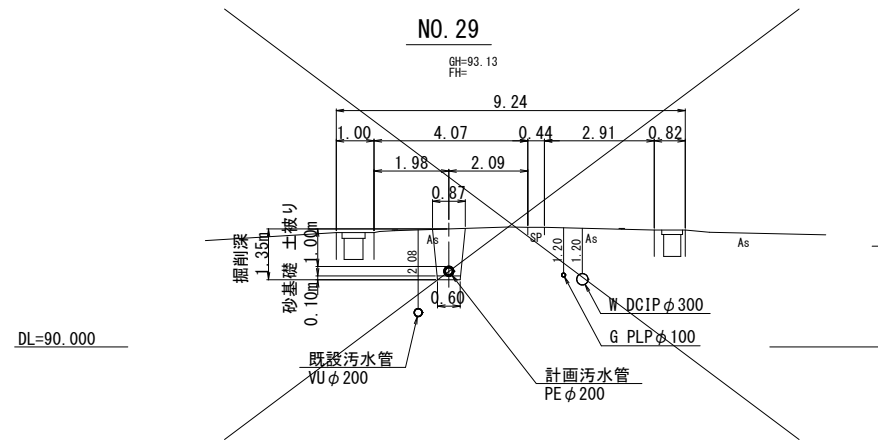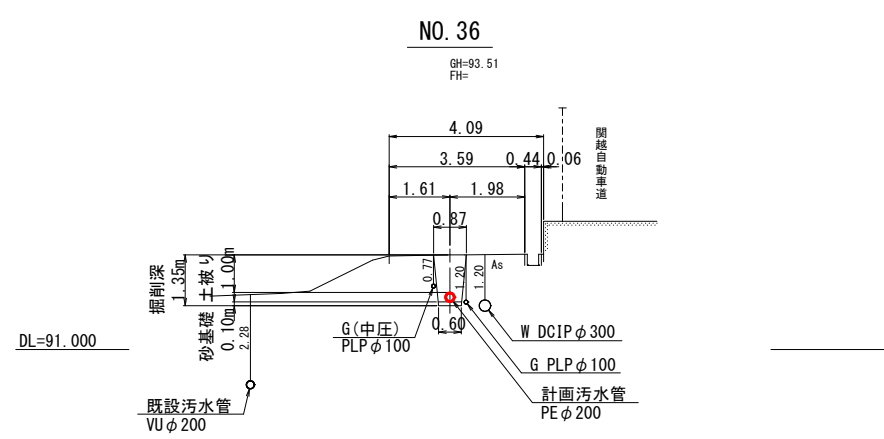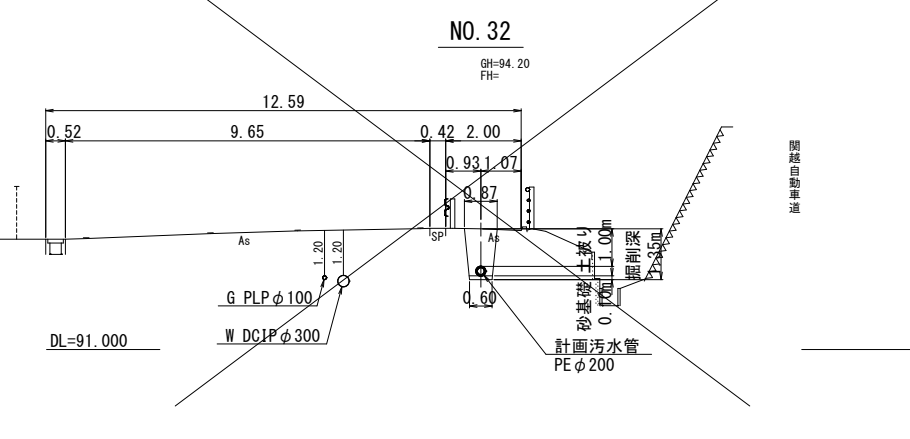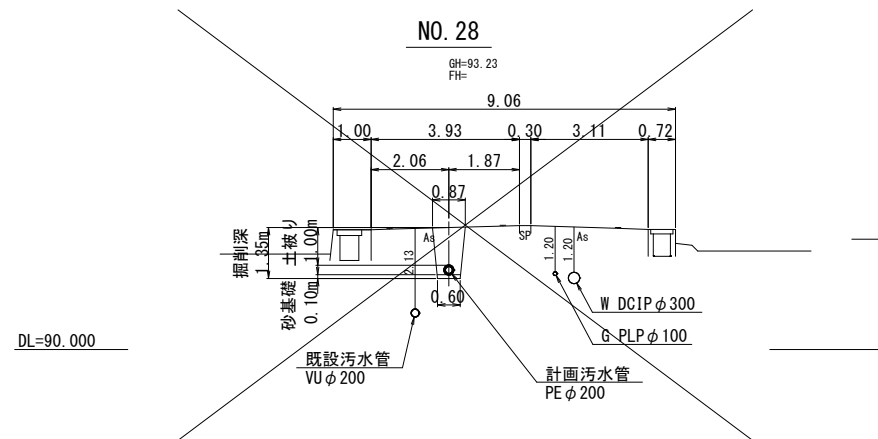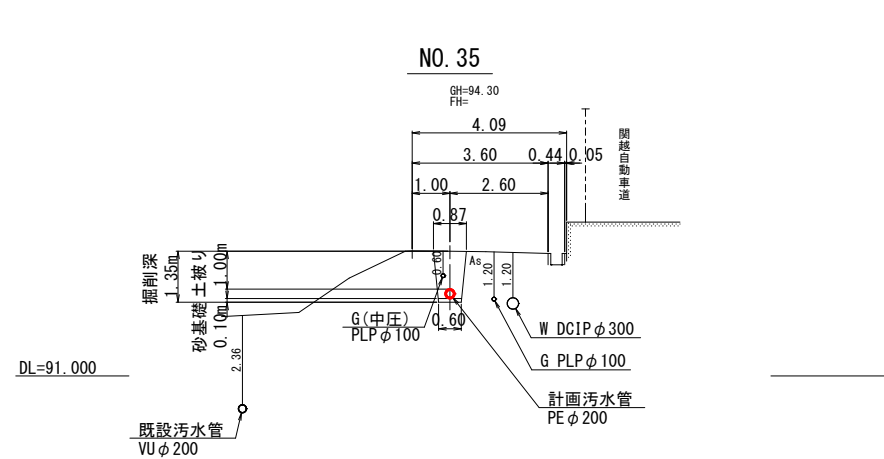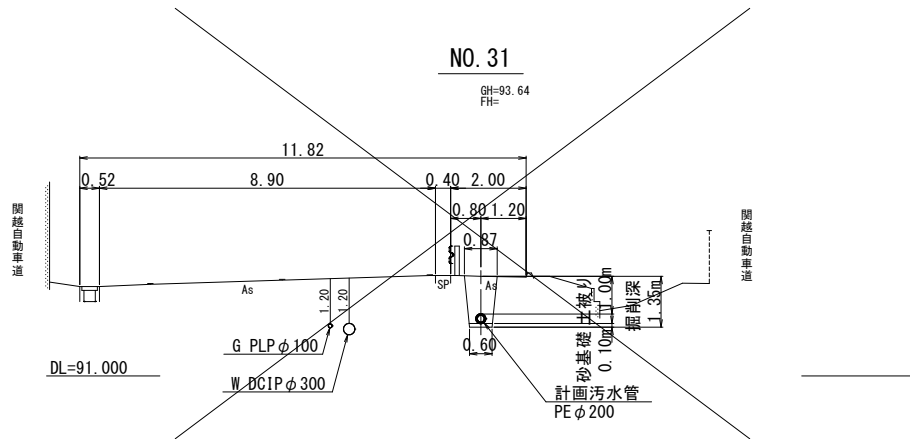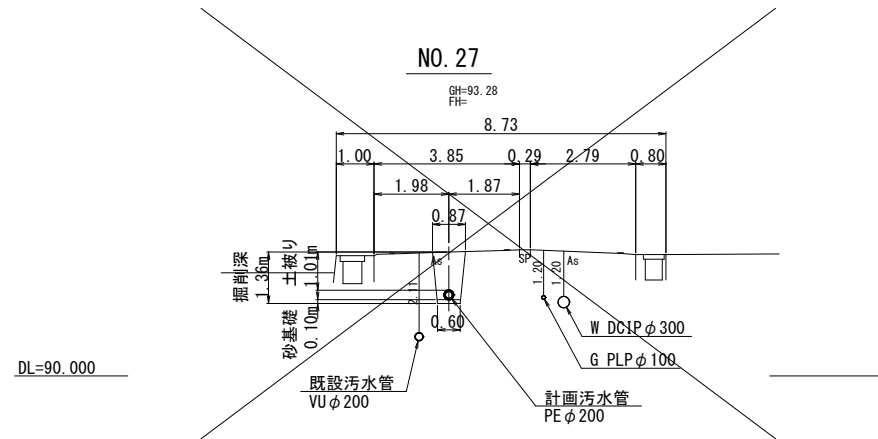

1036

施工年度	令和8年度	工事番号	令8補施下工-3号
工事名	流域下水道並柳接続幹線管渠布設その14工事		
地区名	処理区名		
施工箇所	魚沼市 下倉 地内		
図面名称	横断面図(3)		
縮尺	S=1:100		
調査	係長	調査	設計
魚沼市			





横断面図(4) S=1:100

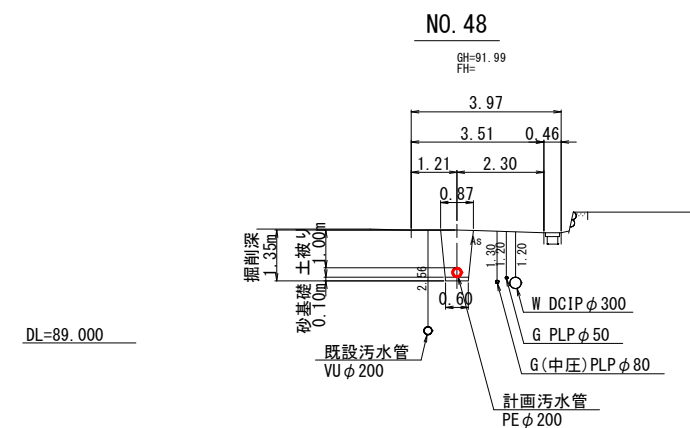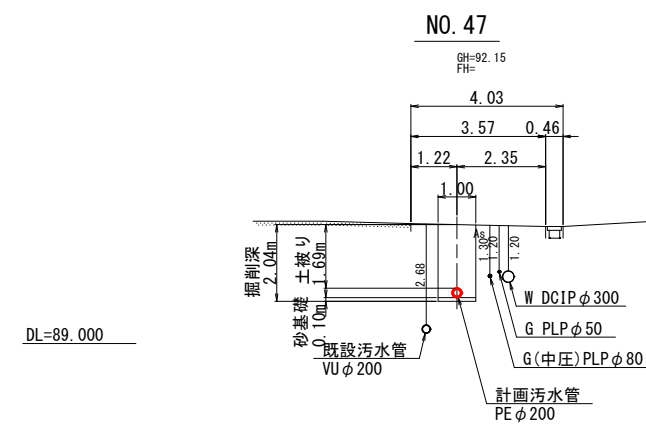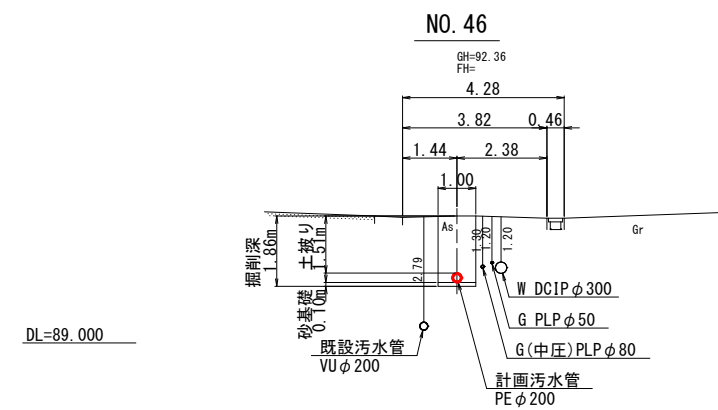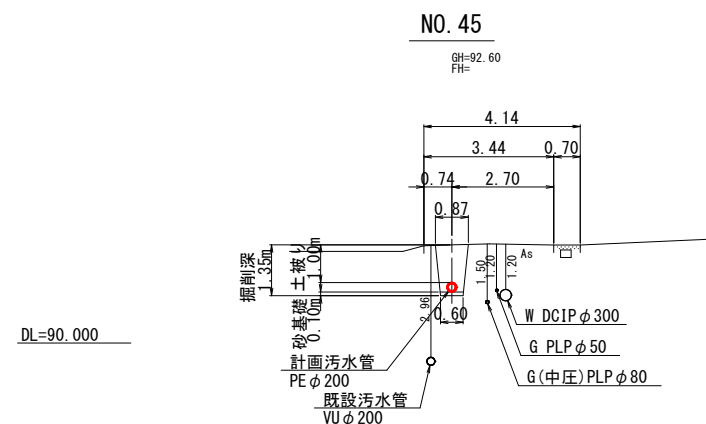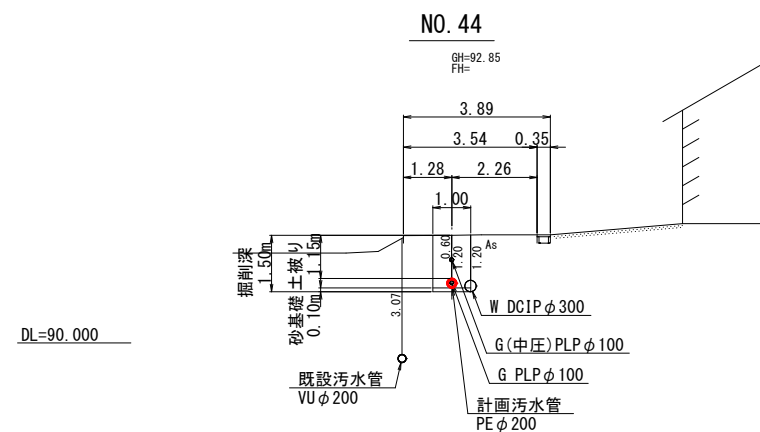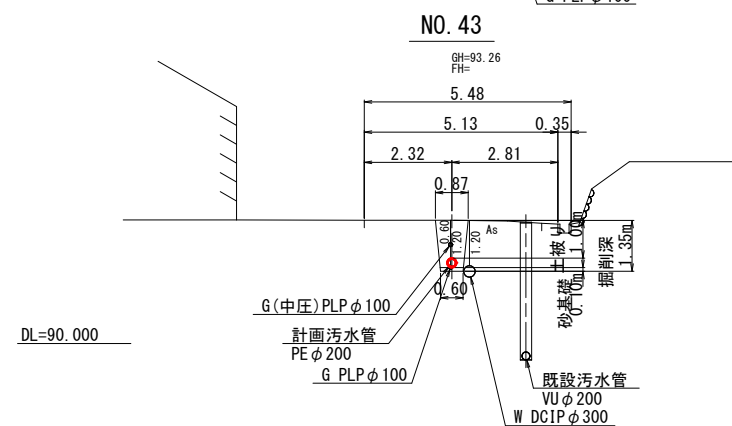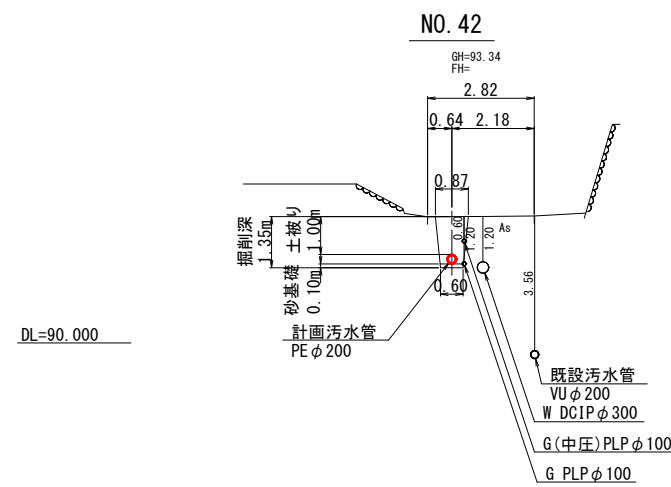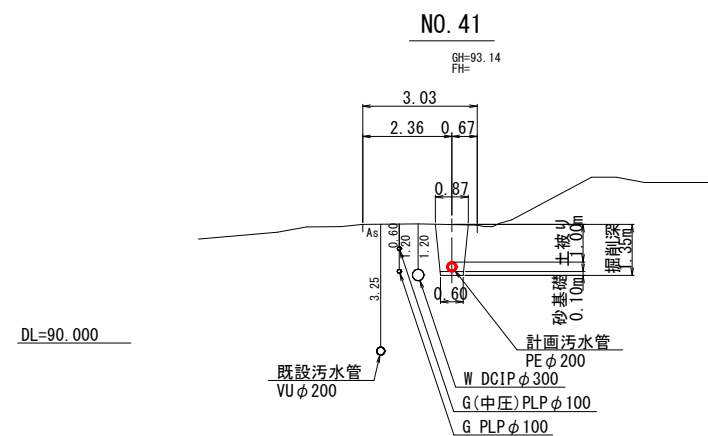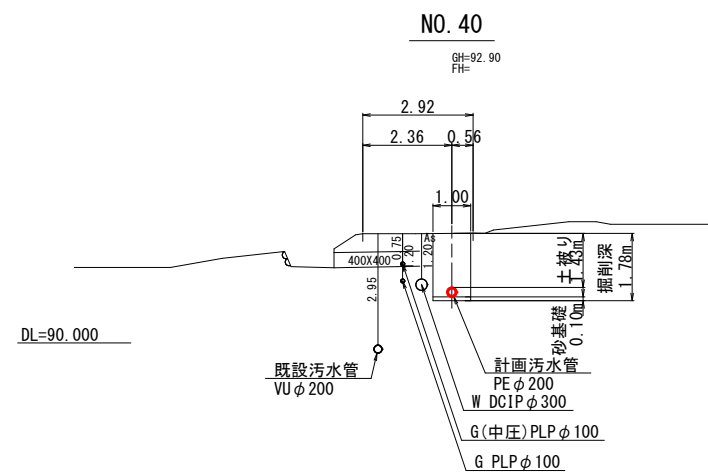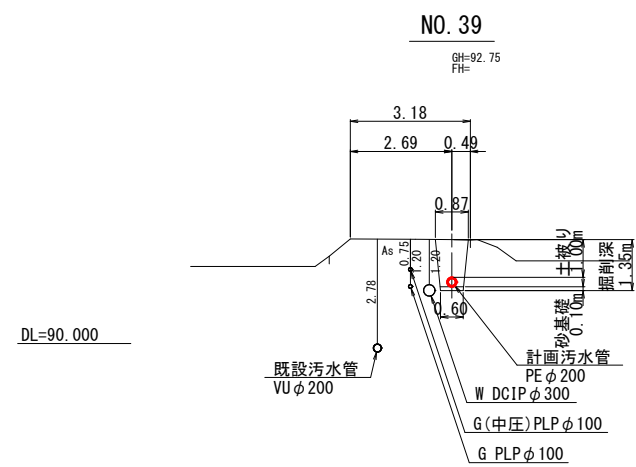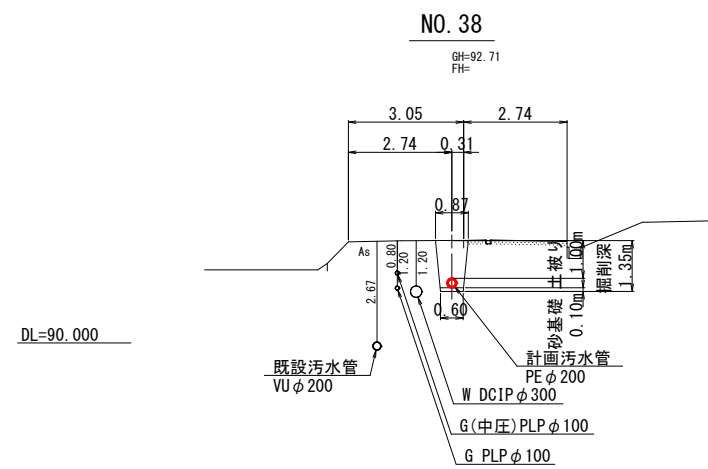

1036

施工年度	令和8年度	工事番号	令8補施下工-3号
工事名	流域下水道並柳接続幹線管渠布設その14工事		
地区名	処理区名		
施工箇所	魚沼市 下倉 地内		
図面名称	横断面図(4)		
縮尺	S=1:100		
課長	係長	審査	調査 設計 測量
魚沼市			


横断面図(5) S=1:100

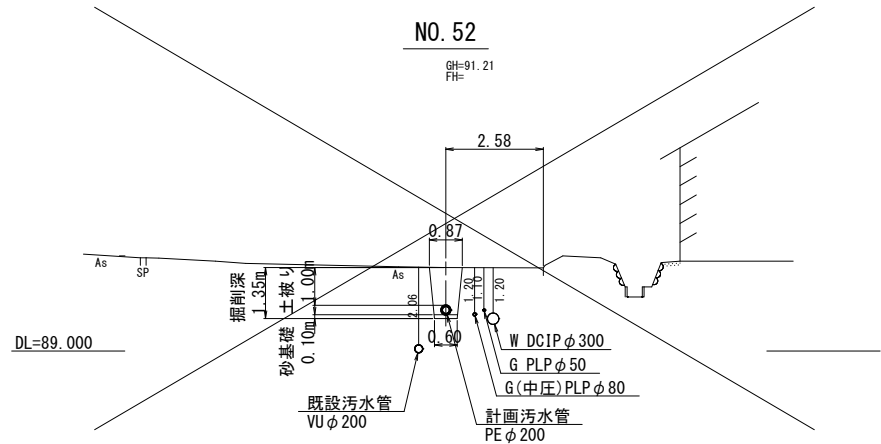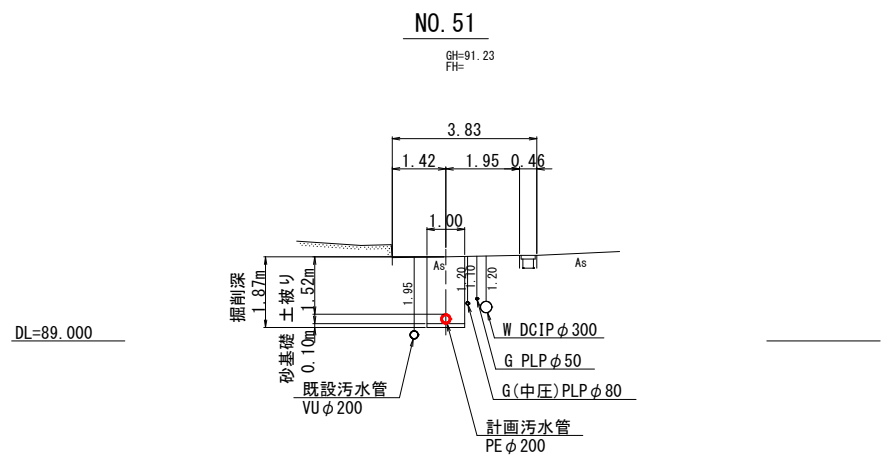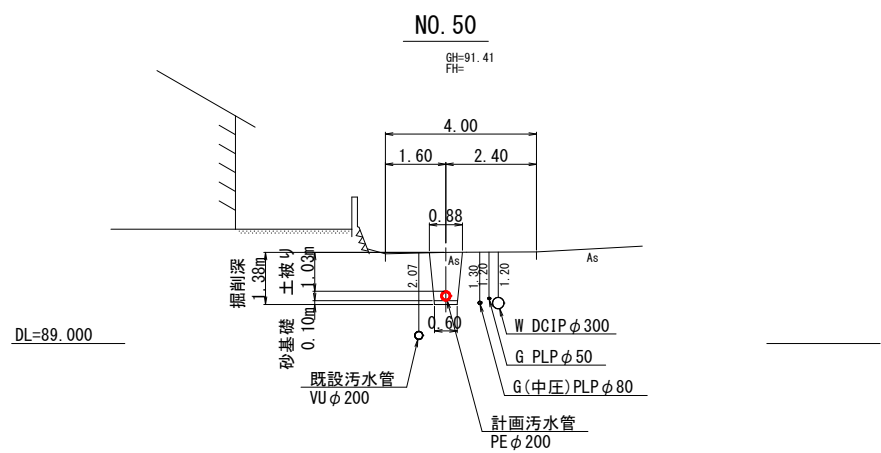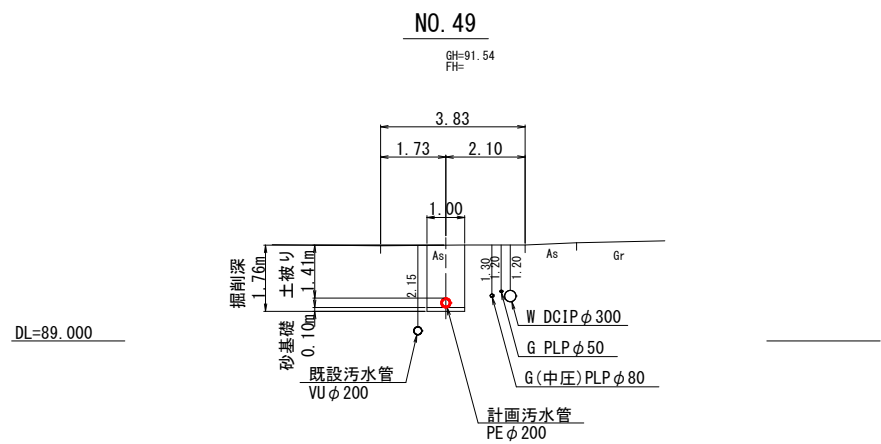

1036

施工年度	令和8年度	工事番号	令8補施下工-3号
工事名	流域下水道並柳接続幹線管渠布設その14工事		
地区名	処理区名		
施工箇所	魚沼市 下倉 地内		
図面名称	横断面図(5)		
縮尺	S=1:100		
課長	係長	審査	調査
設計	測量		
魚沼市			

压送管管割図(6) S=1:100

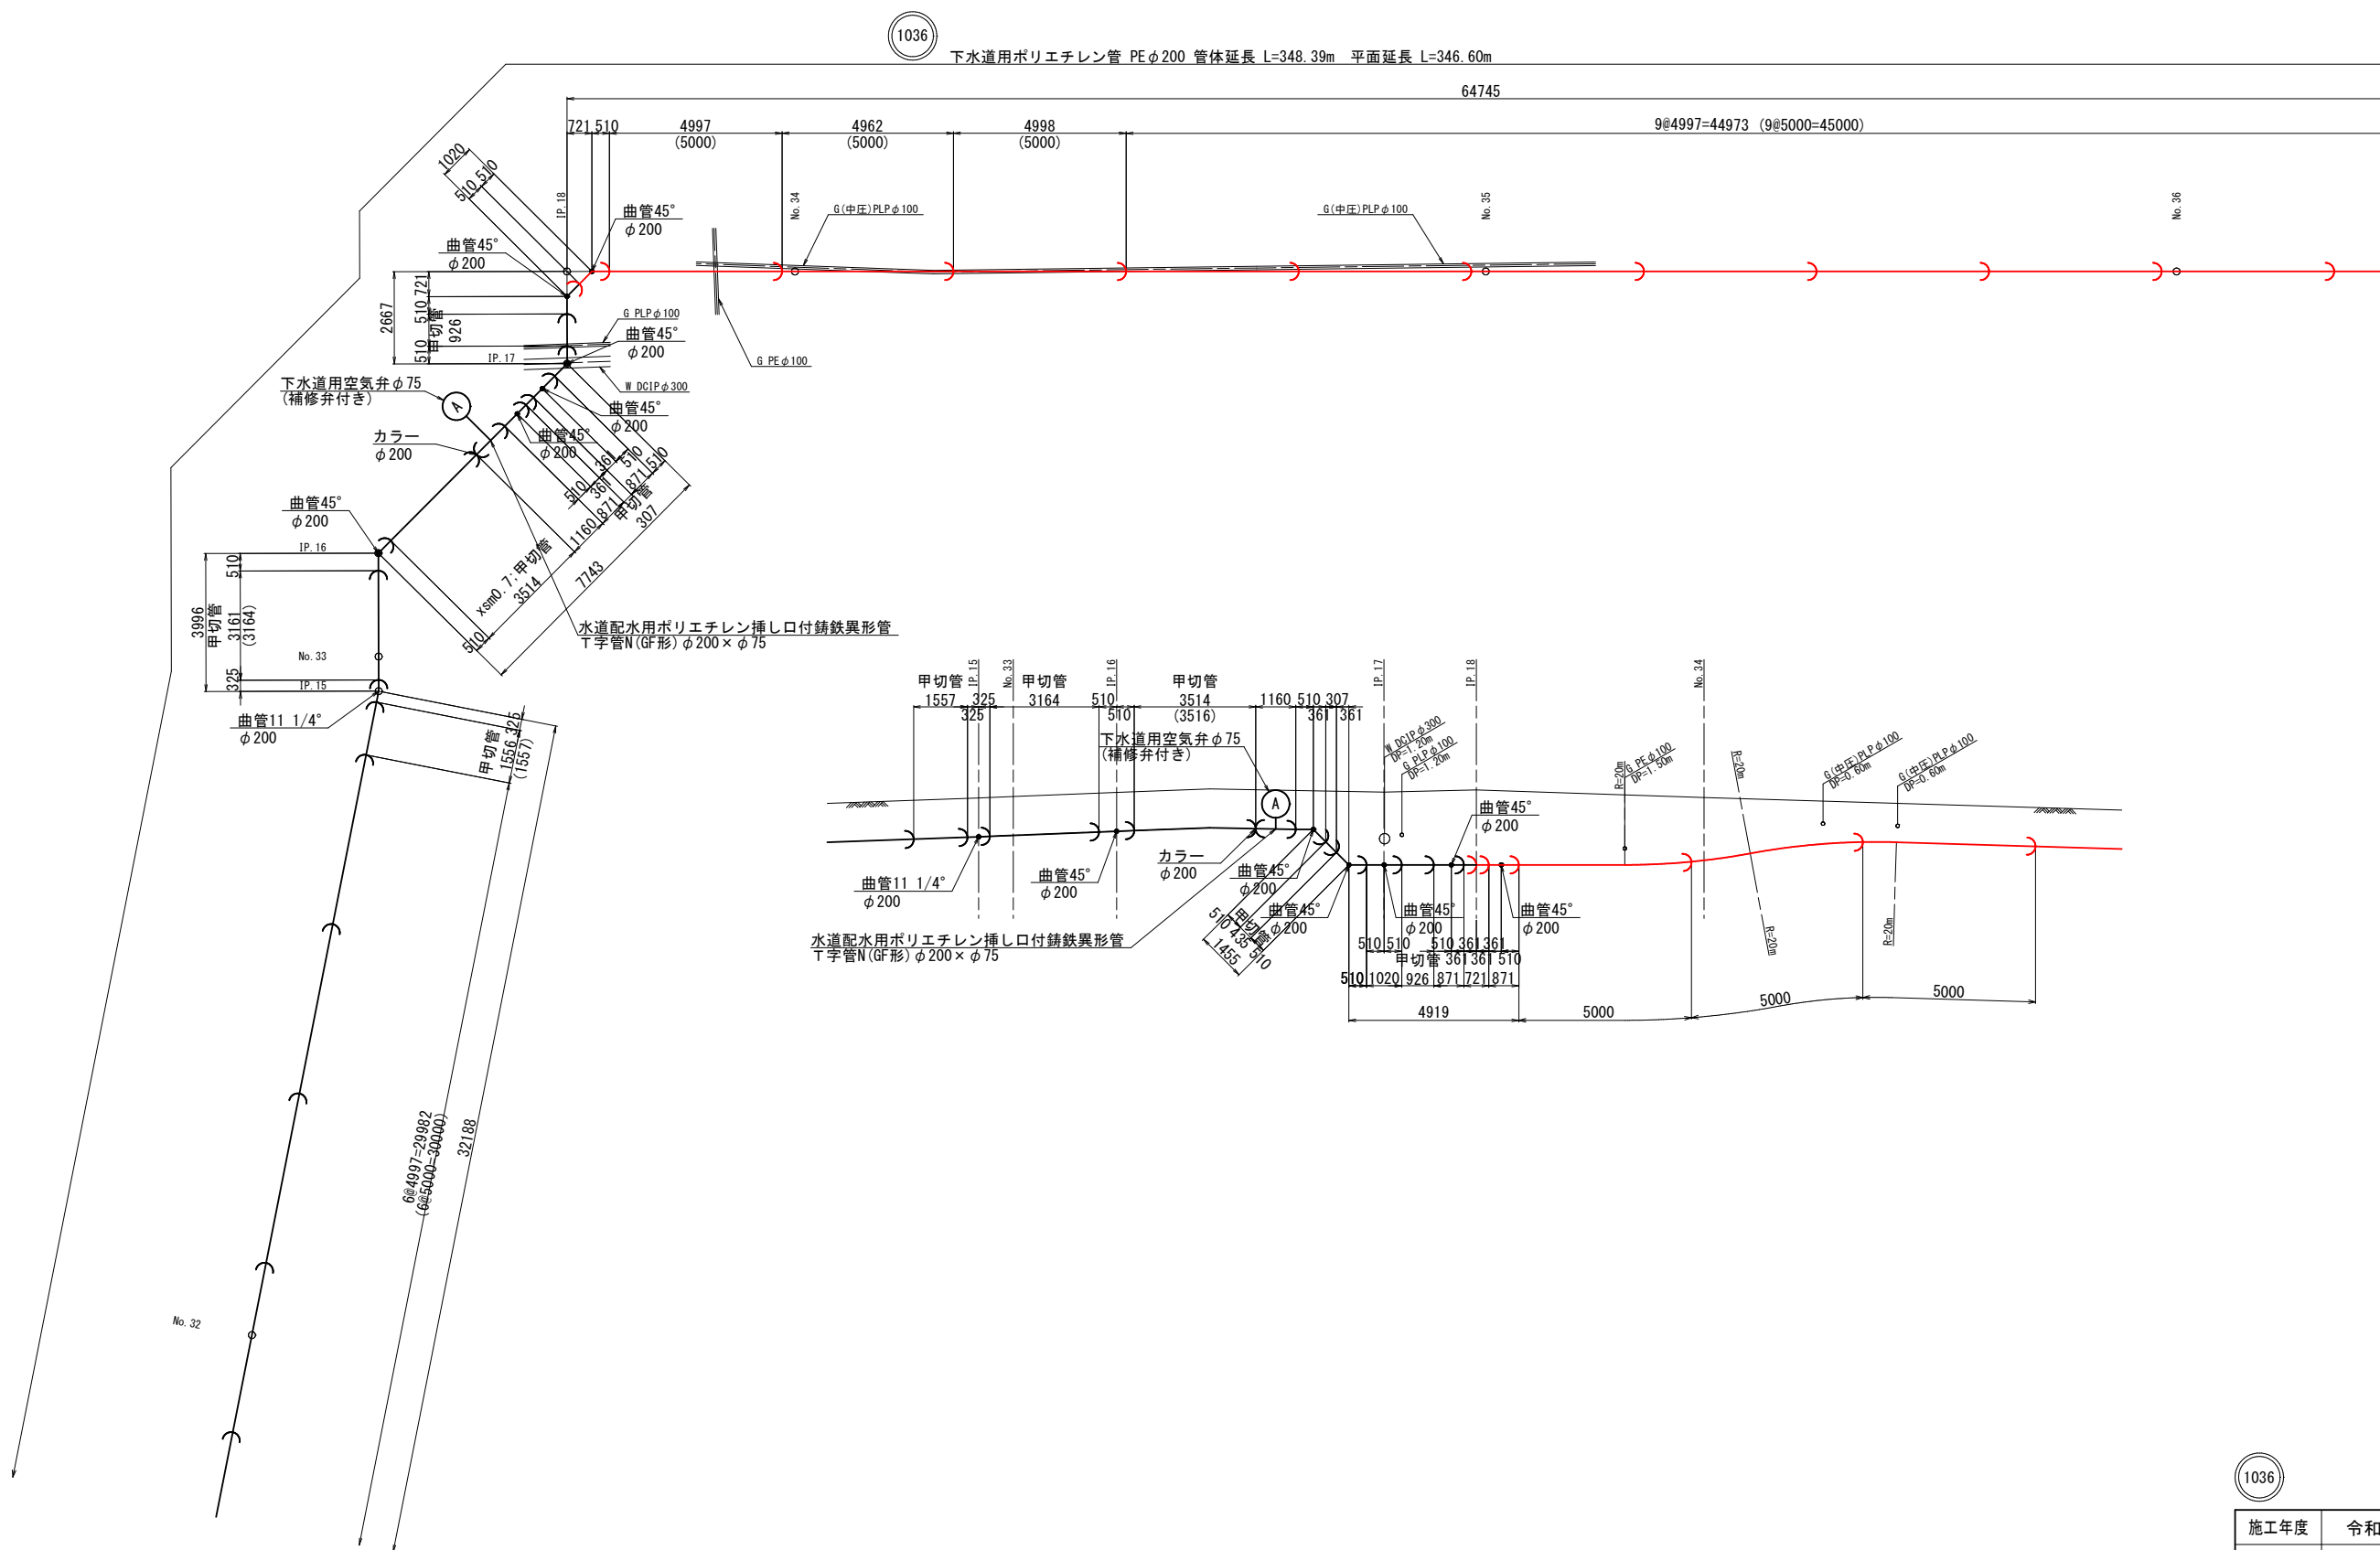


※ ()内は斜長延長を示す。

※ () 内は斜長延長を示す。

1036	施工年度 令和8年度	工事番号	令8補施下工-3号
工事名	流域下水道並柳接続幹線管渠布設その14工事		
地区名	処理区名		
施工箇所	魚沼市 下倉		地内
図面名称	圧送管管割図 (6)		
縮 尺	S=1:100		
調査	係長	審査	調査
		設計	測量
魚 沼 市			


压送管管割図(7) S=1:100

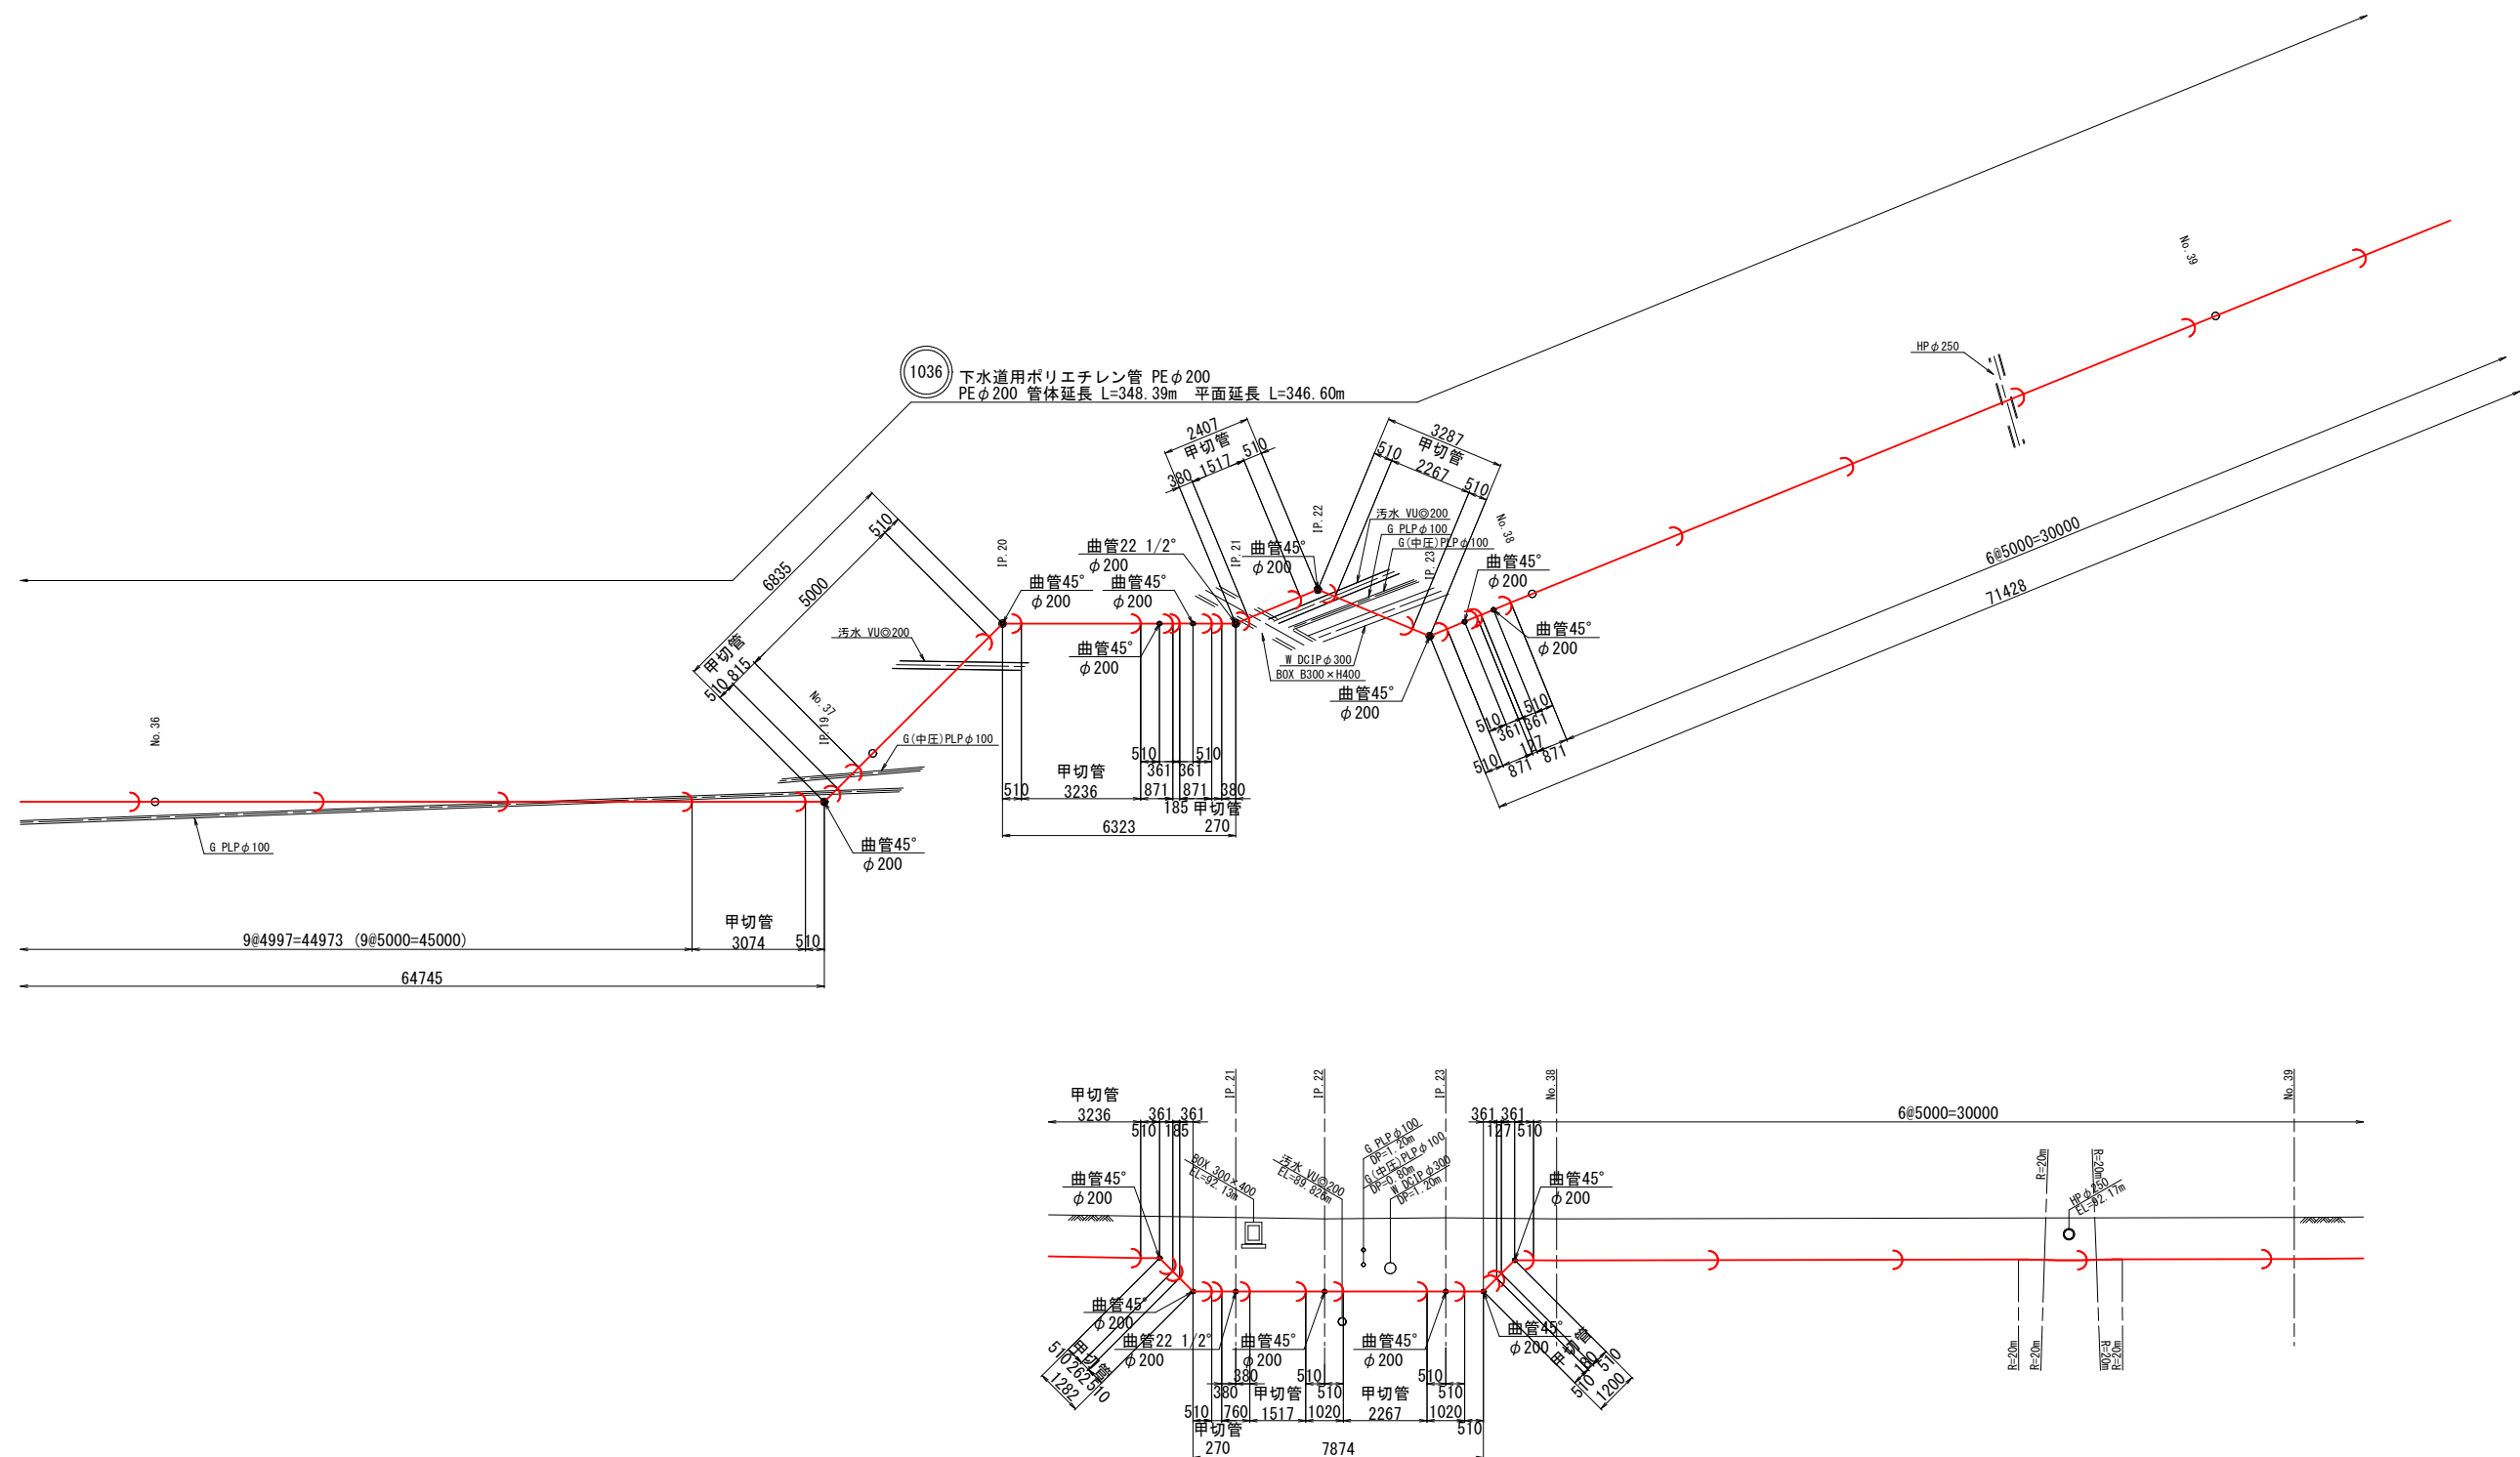

※ ()内は斜長延長を示す。

施工年度	令和8年度	工事番号	令8補施下工-3号			
工事名	流域下水道並柳接続幹線管渠布設その14工事					
地区名			処理区名			
施工箇所	魚沼市		下倉	地内		
図面名称	圧送管管割図(7)					
縮尺	S=1:100					
課長	係長		審査	調査	設計	測量
魚沼市						

压送管管割図(8) S=1:100

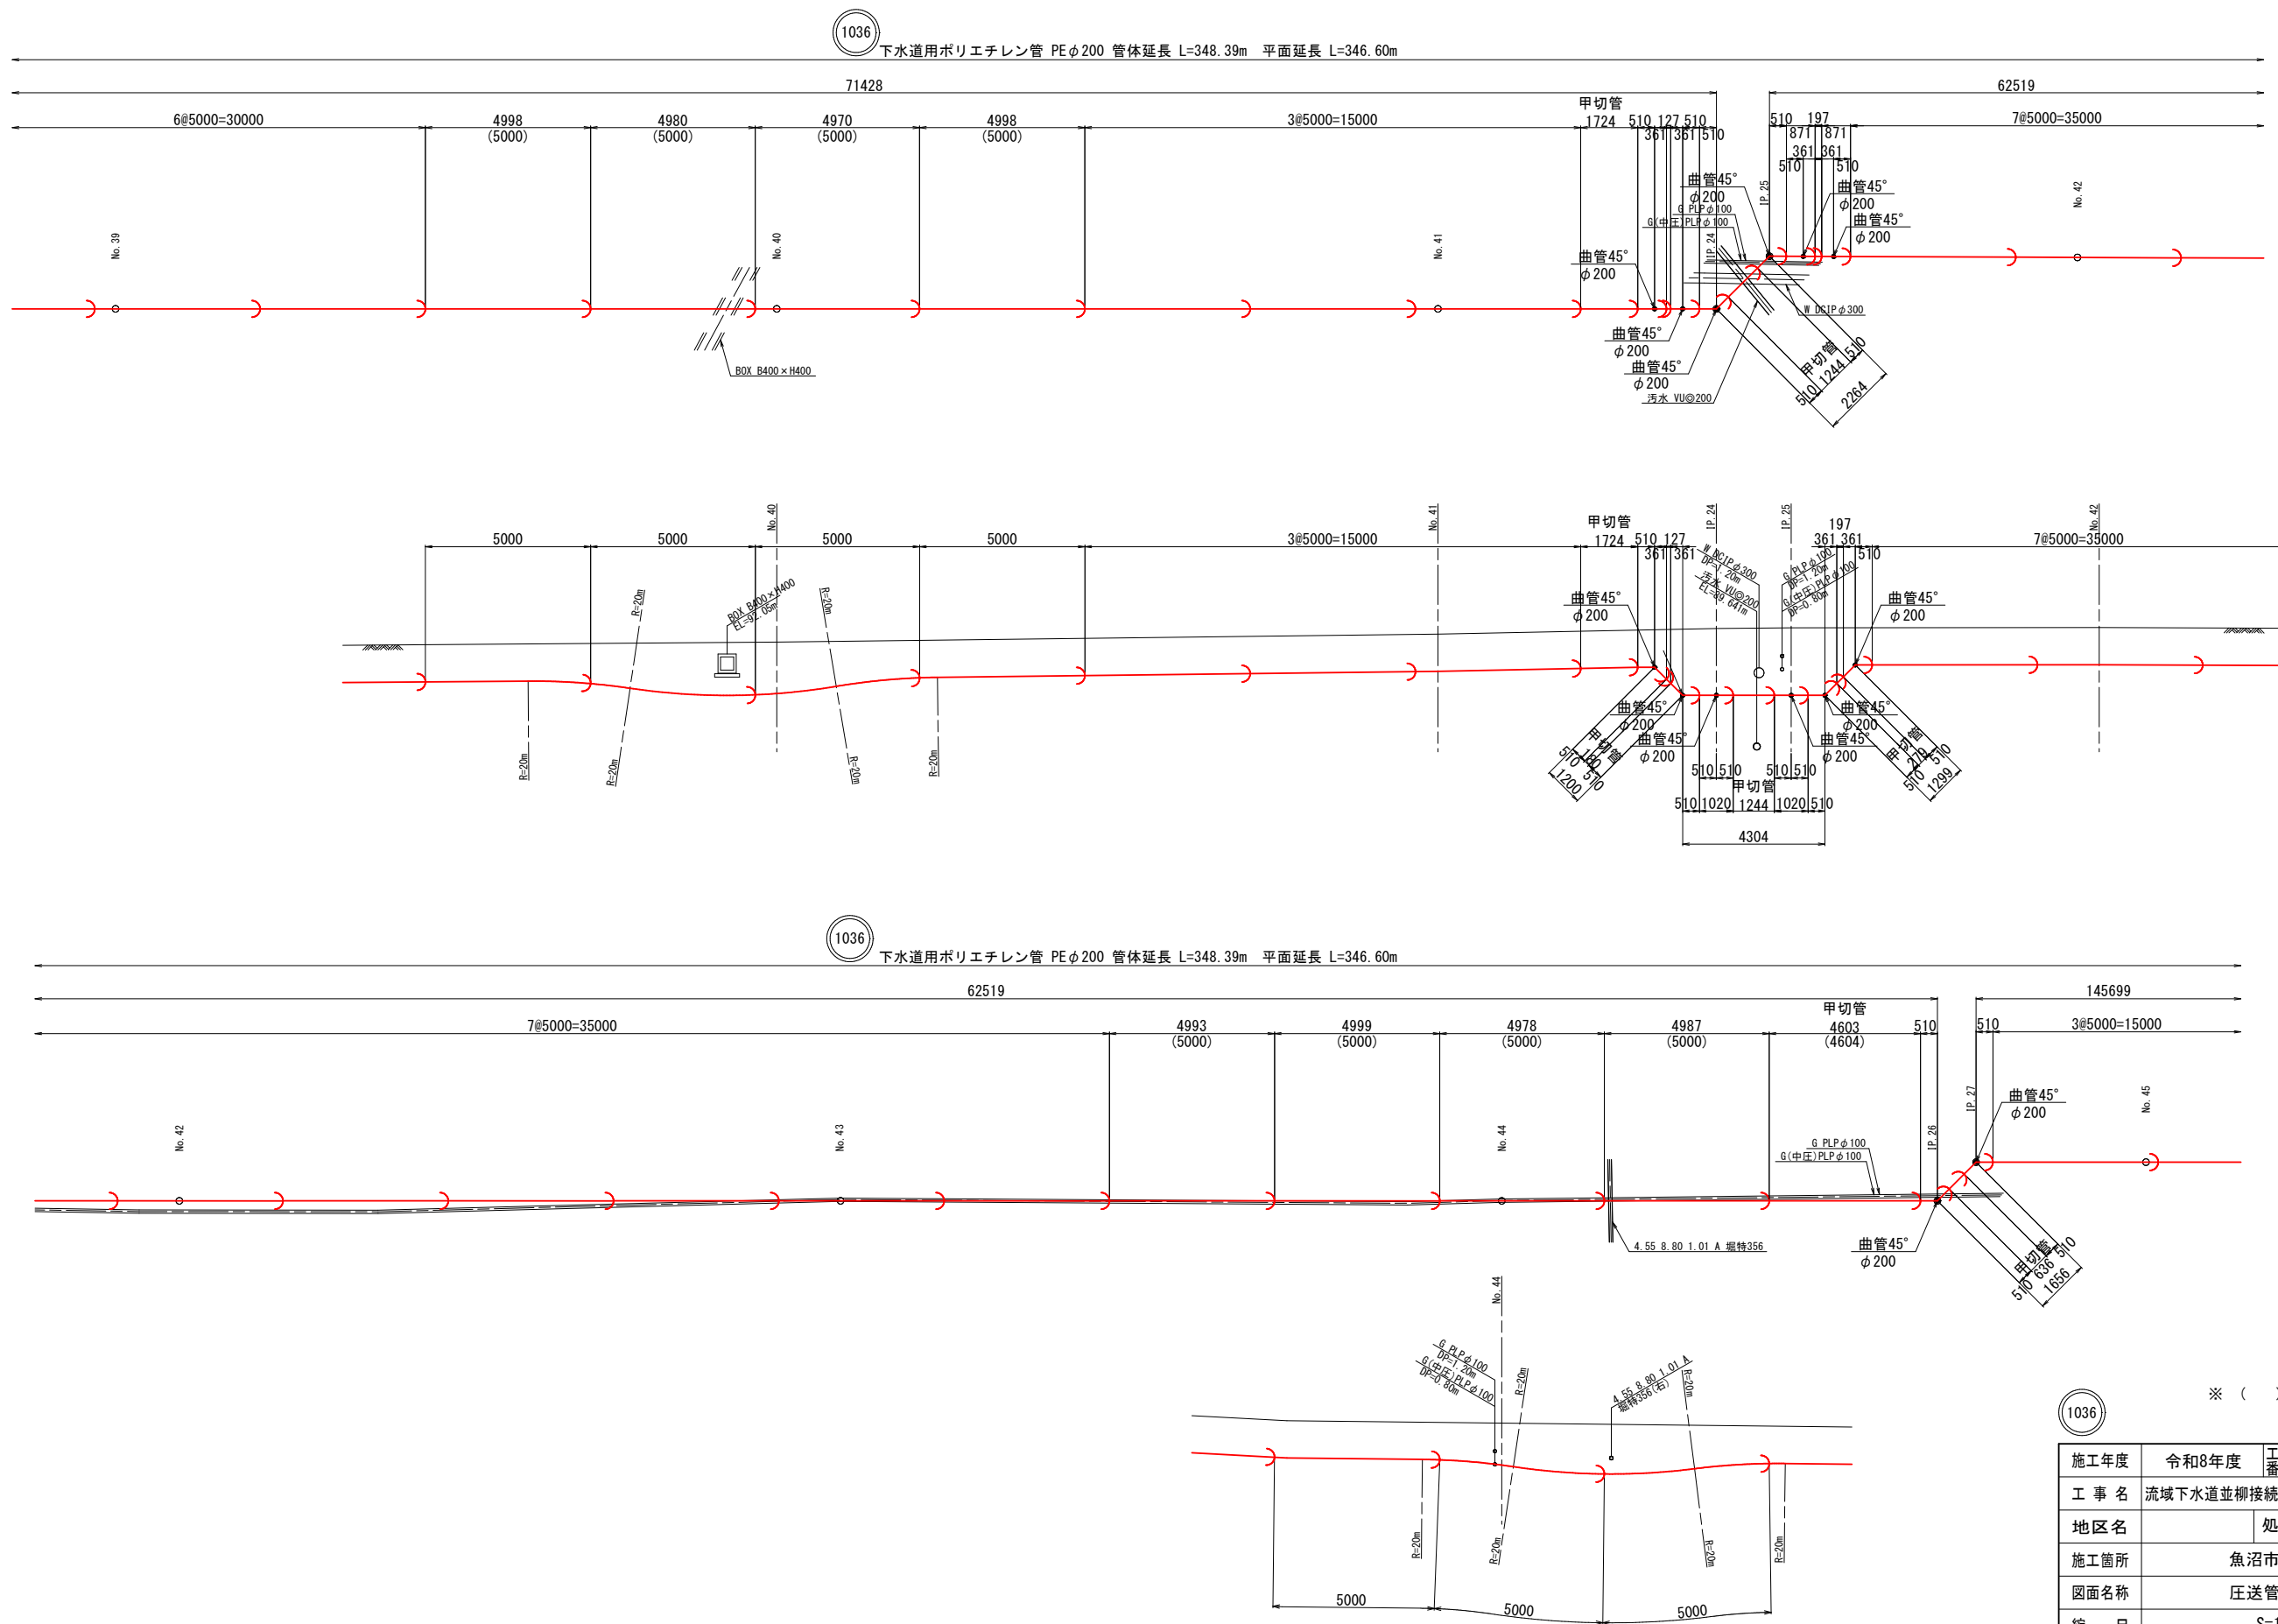


※ ()内は斜長延長を示す。

※ ()内は斜長延長を示す。


1036	令和8年度	工事 番号	令8補施下工-3号
工 事 名	流域下水道並柳接続幹線管渠布設その14工事		
地 区 名		処理区名	
施工箇所	魚沼市 下倉 地内		
図面名称	圧送管管割図(8)		
縮 尺	S=1:100		
課長	係長	審査	調査
設計	測量		

魚 沼 市

 下水道用ポリエチレン管 PEφ200 管体延長 L=348.39m 平面延長 L=346.60m



付帯工平面図 (2) S=1:500
(舗装本復旧および区画線設置)

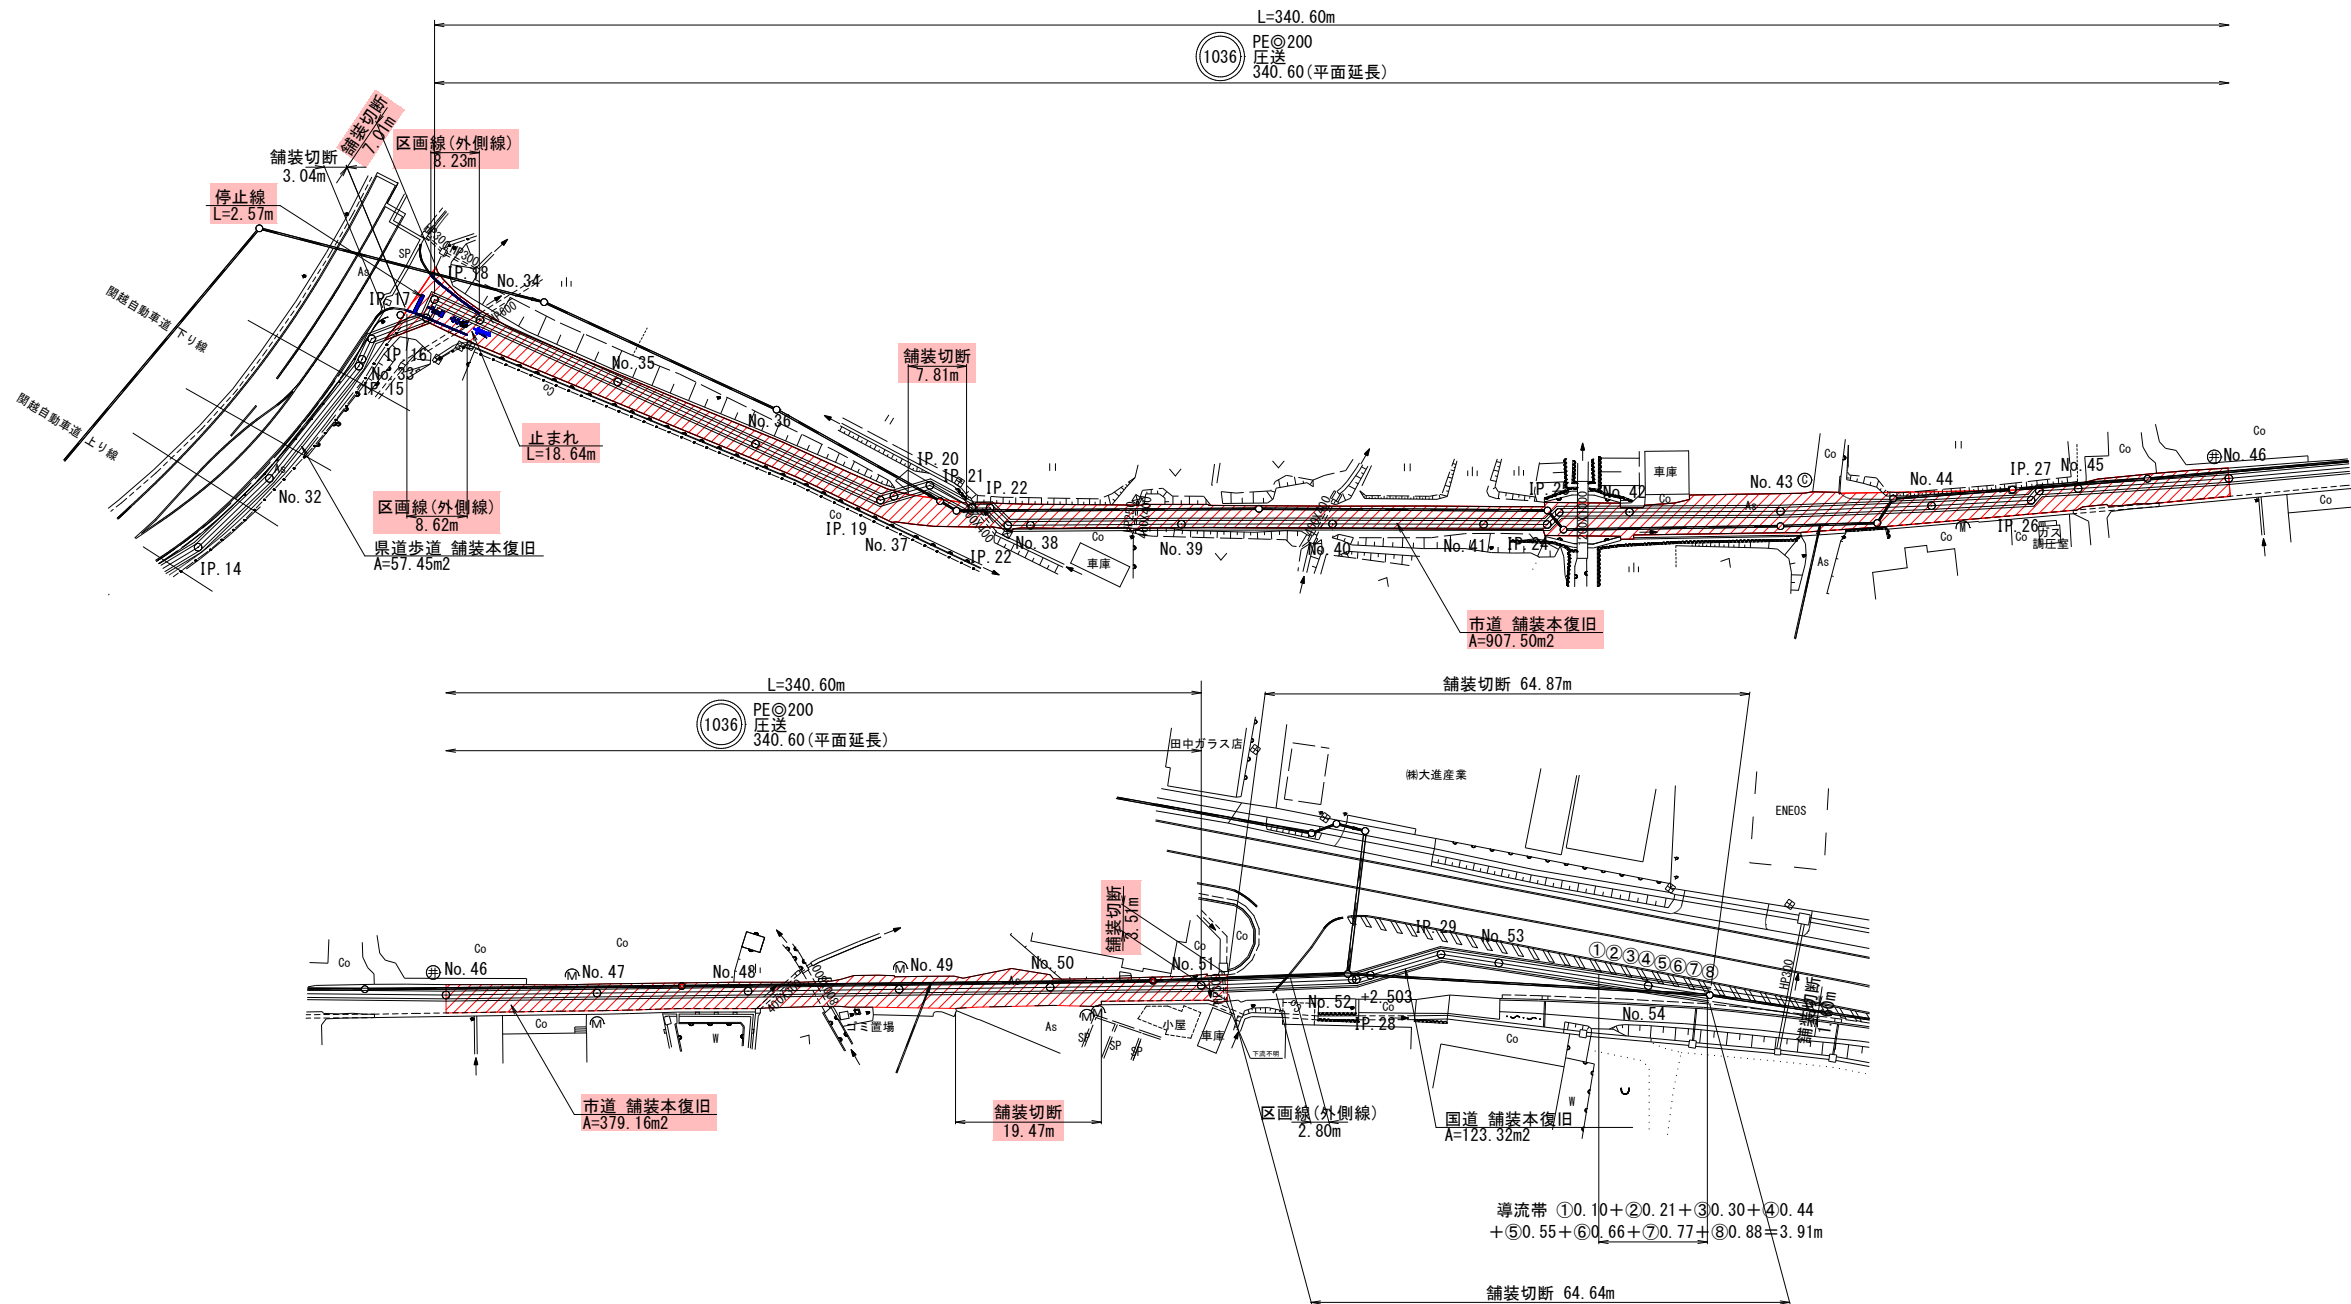

舗装本復旧集計表

種 別	算 式	単位	数 量	備 考
舗装版切断				
国道アスファルト舗装		m		
県道アスファルト舗装(旧A交通)区分N4		m		
県道歩道アスファルト舗装		m		
市道アスファルト舗装	$L=7.01+7.81+19.47+3.51$	m	37.80	
舗装本復旧				
国道アスファルト舗装		m2		
県道アスファルト舗装(旧A交通)区分N4		m2		
県道歩道アスファルト舗装		m2		
市道アスファルト舗装	$A=907.50+379.16$	m2	1,286.66	
般運搬	仮復旧面積 $318.30 \times 0.03=9.55$			
アスファルト般運搬	影 響 部 $(1286.66-318.30) \times 0.05=48.42$			
	$V=9.55+48.42$	m3	57.97	

区画線集計表


種 別	規 格	算 式	単位	数 量	備 考
白線：中央線・破線	W=15cm		m		
白線：外側線・実線	W=15cm	$L=8.23+8.62$	m	16.85	
白線：停止線・実線	W=45cm	$L=2.57$	m	2.57	
白線：横断歩道・実線	W=45cm		m		
白線：止まれ・実線	W=15cm	$L=18.64$	m	18.64	
白線：導流帯・実線	W=45cm		m		

1036


施工年度	令和8年度	工事番号	令8補施下工-3号
工 事 名	流域下水道並柳接続幹線管渠布設その14工事		
地区名	処理区名		
施工箇所	魚沼市 下倉 地内		
図面名称	付帯工平面図		
縮 尺	S=1:500		
課長	係長	審査	調査
設計	測量		
魚 沼 市			

土工標準図・管布設工標準構造図 S=1:20

掘削標準断面図

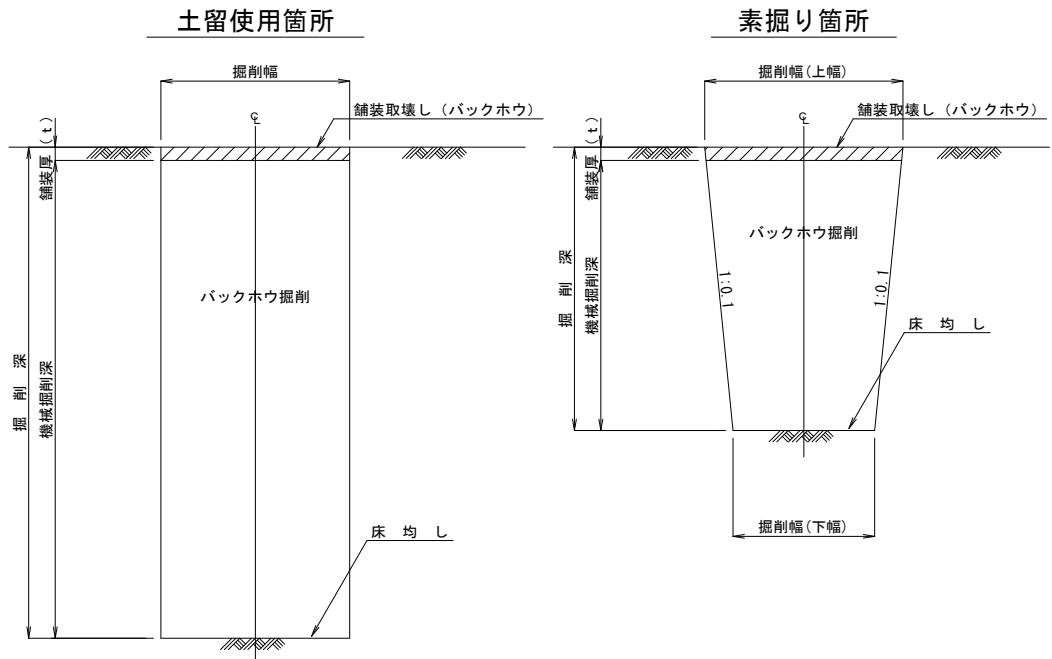


管布設標準断面図

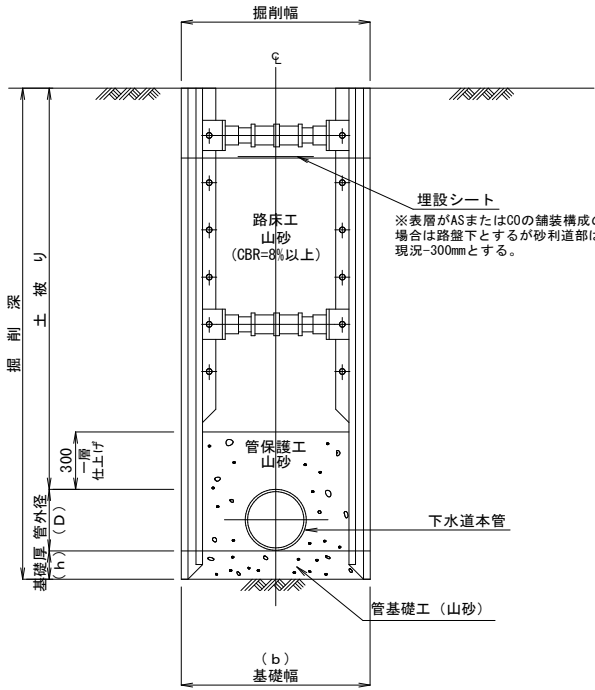


※ 素掘り箇所の場合も上図に準ずる。

埋戻し標準断面図

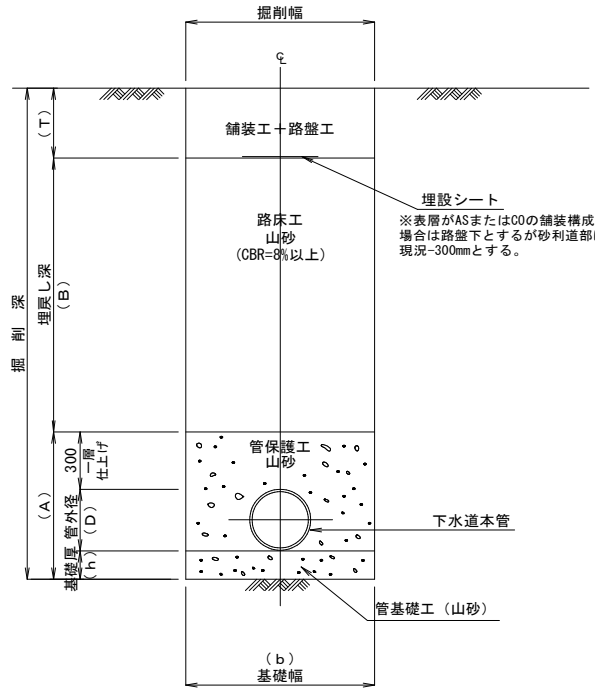

※ 素掘り箇所の場合も上図に準ずる。

圧送管標準断面図

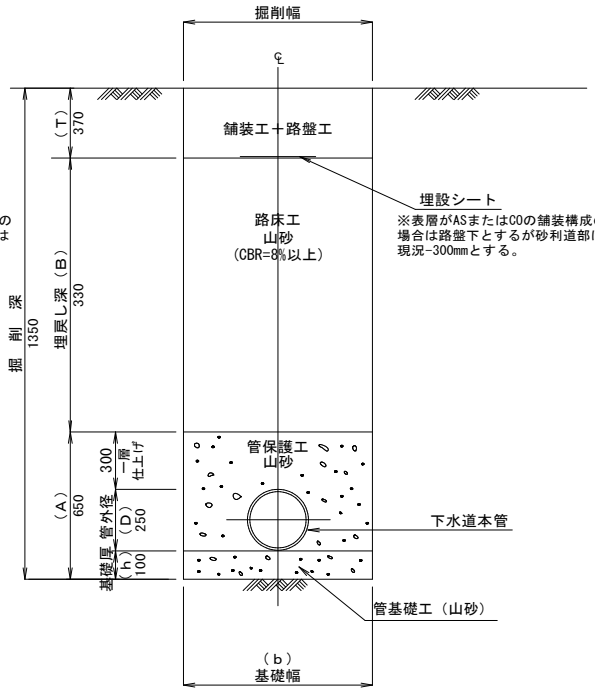

※ 素掘り箇所の場合も上図に準ずる。

掘削幅寸法一覧表

(単位mm)			
土留工種別	掘削深	掘削機種	掘削幅
			下水道用 ポリエチレン管 PE φ200
素掘り工	1.50m以下	山積0.28m3 (平積0.20m3)	0.60
建込簡易土留工	1.50m以上	山積0.28m3 (平積0.20m3)	1.00


舗装厚寸法一覧表

(単位mm)			
道路種別	舗装厚	t	T
国道17号 (車道)		100	650
国道17号 (歩道)		100	250
一般県道滝之又堀之内線 (区分N4)		50	370

砂・碎石基礎厚寸法一覧表

(単位mm)					
呼び径	基礎工	h	D	A	土留工種別
PE φ200		100	250	650	素掘り工
					建込簡易土留工

側溝下越し部標準図

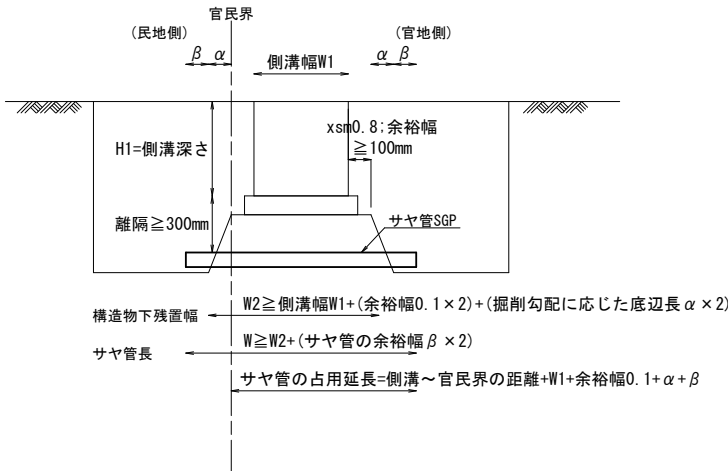


※1 さや管長は、横断管外径+2×100mm以上とする。
※2 油圧オーガーにより削孔のこと。
※3 オーガー径は原則としてさや管径に同じ。

施工年度	令和8年度	工事番号	令8補施下工-3号
工事名	流域下水道並柳接続幹線管渠布設その14工事		
地区名	処理区名		
施工箇所	魚沼市 下倉	地内	
図面名称	土工標準図・管布設工標準構造図		
縮尺	S=1:20		
課長	係長	審査	調査
設計	測量		
魚沼市			


土留工標準構造図 S=1:20

建込簡易土留工

平面図

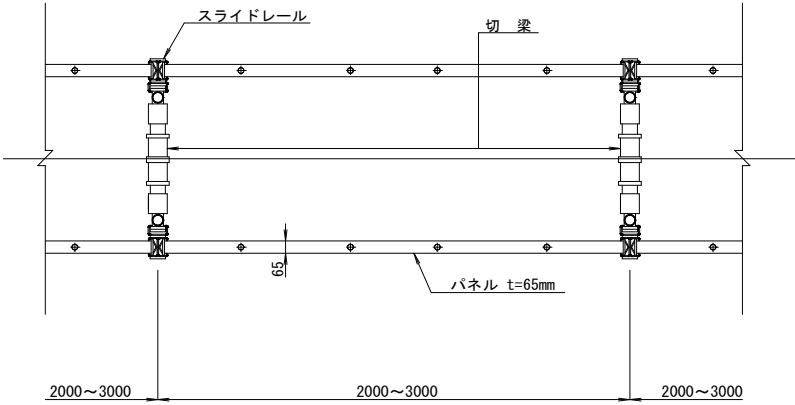


断面図

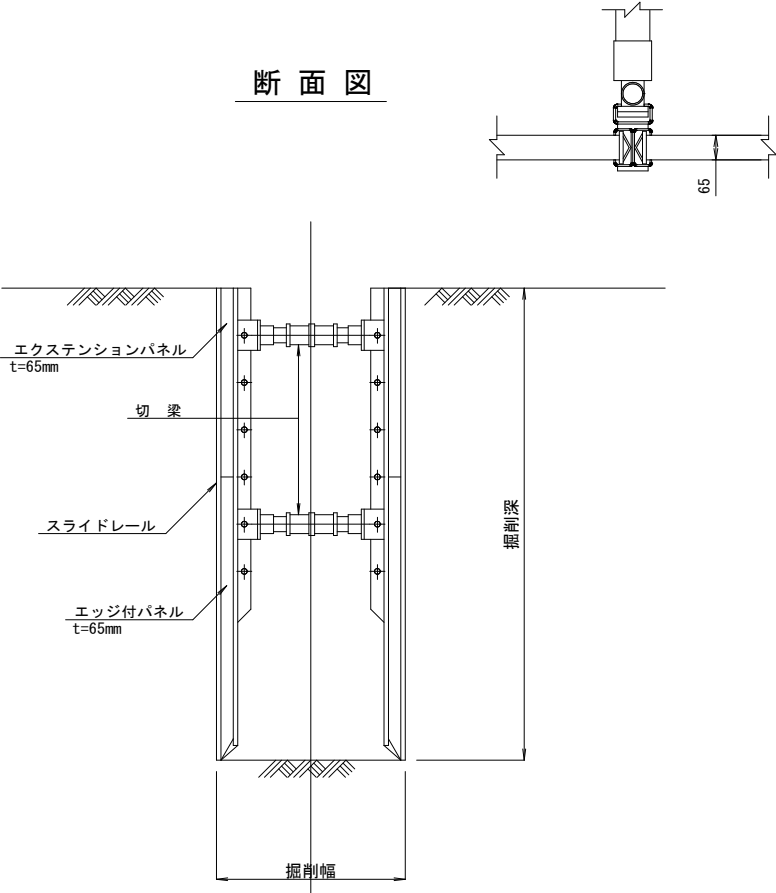

施工年度	令和8年度	工事番号	令8補施下工-3号
工事名	流域下水道並柳接続幹線管渠布設その14工事		
地区名		処理区名	
施工箇所	魚沼市 下倉	地内	
図面名称	土留工標準構造図		
縮尺	S=1:20		
課長	係長	審査	調査
		設計	測量
魚 沼 市			

舗装標準図 S=1:20

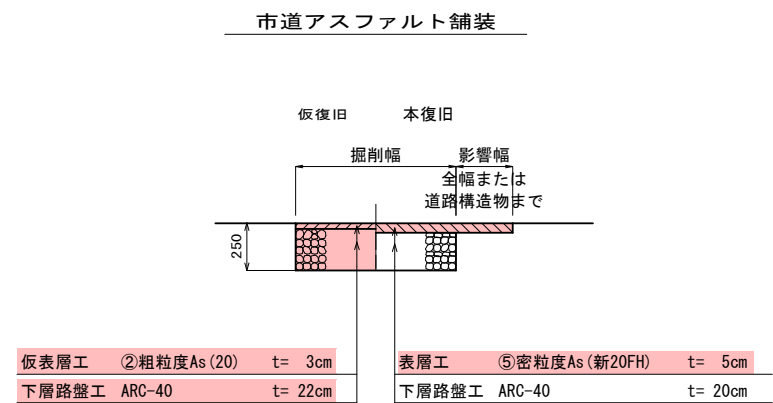

施工年度	令和8年度	工事番号	令8補施下工-3号
工 事 名	流域下水道並柳接続幹線管渠布設その14工事		
地区名		処理区名	
施工箇所	魚沼市 下倉	地内	
図面名称	舗装標準図		
縮 尺	S=1:20		
課長	係長	審査	調査
		設計	測量
魚 沼 市			