


平面図 S=1:500

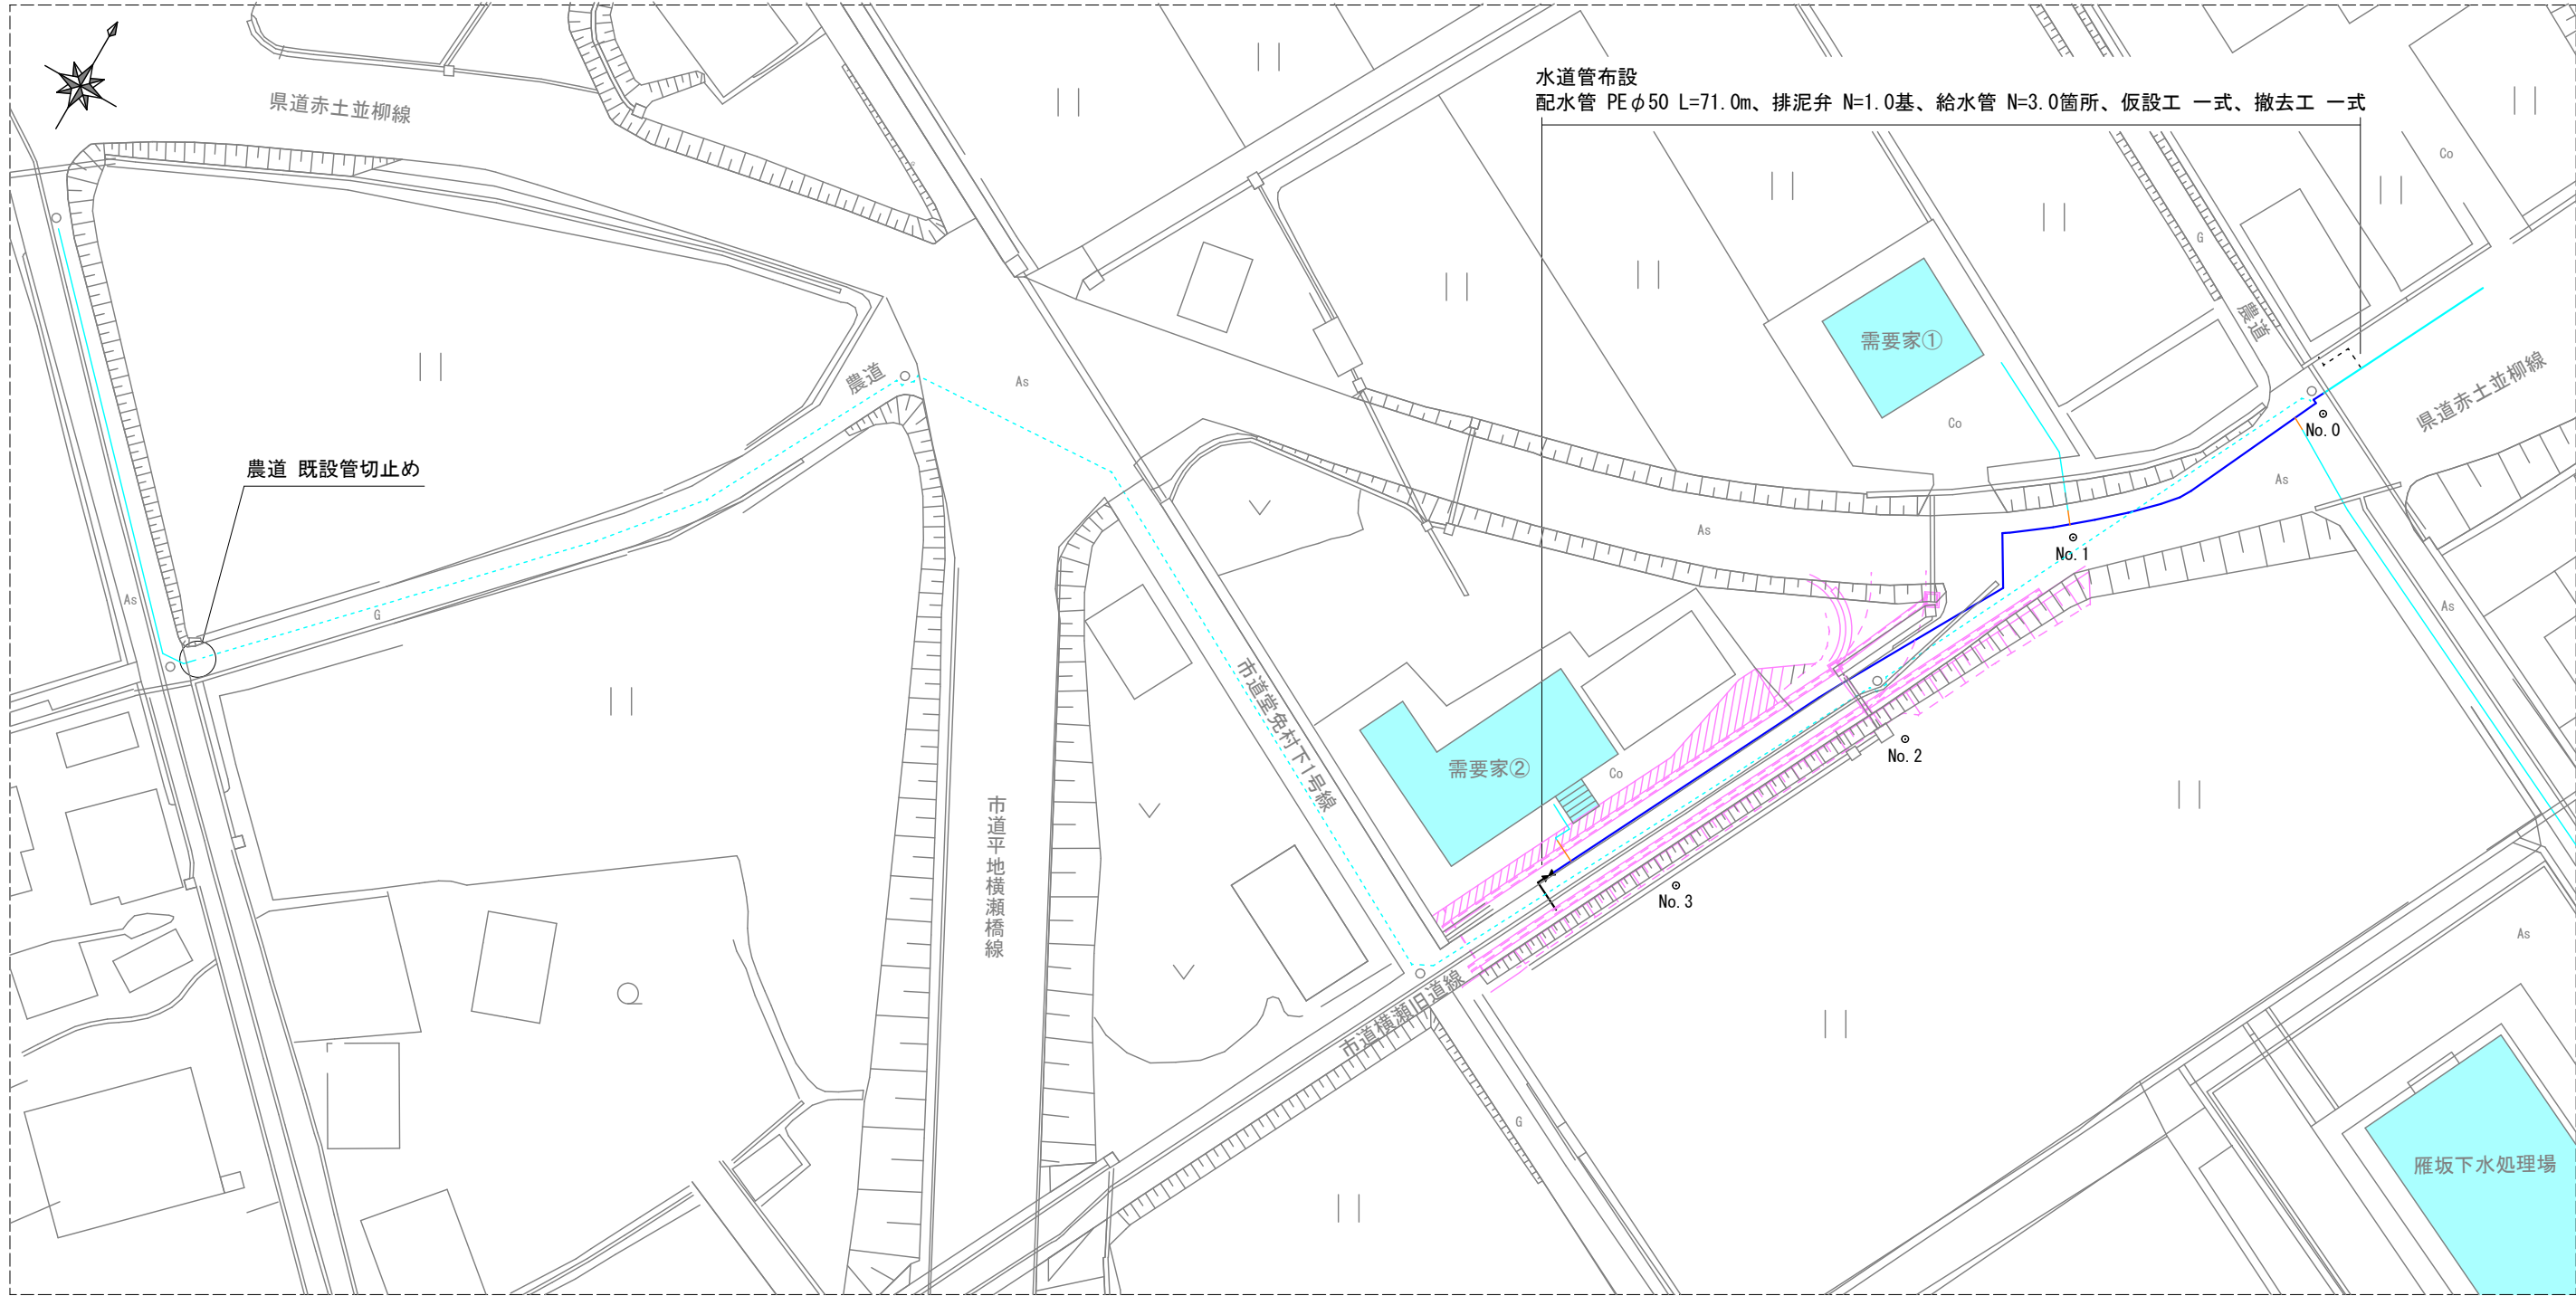

水道管布設
配水管 PEφ50 L=71.0m、排泥弁 N=1.0基、給水管 N=3.0箇所、仮設工 一式、撤去工 一式





実施設計図

令和8年度 工事番号 令8単施工-31号				
魚沼市		横瀬		地内
横瀬旧道線水道管布設替工事				
平面図				
縮尺		図示		
測量	年 月 日			図番
	年 月 日			1 / 4
魚沼市ガス水道局				

図番

1/4


横断面図 S=1:50

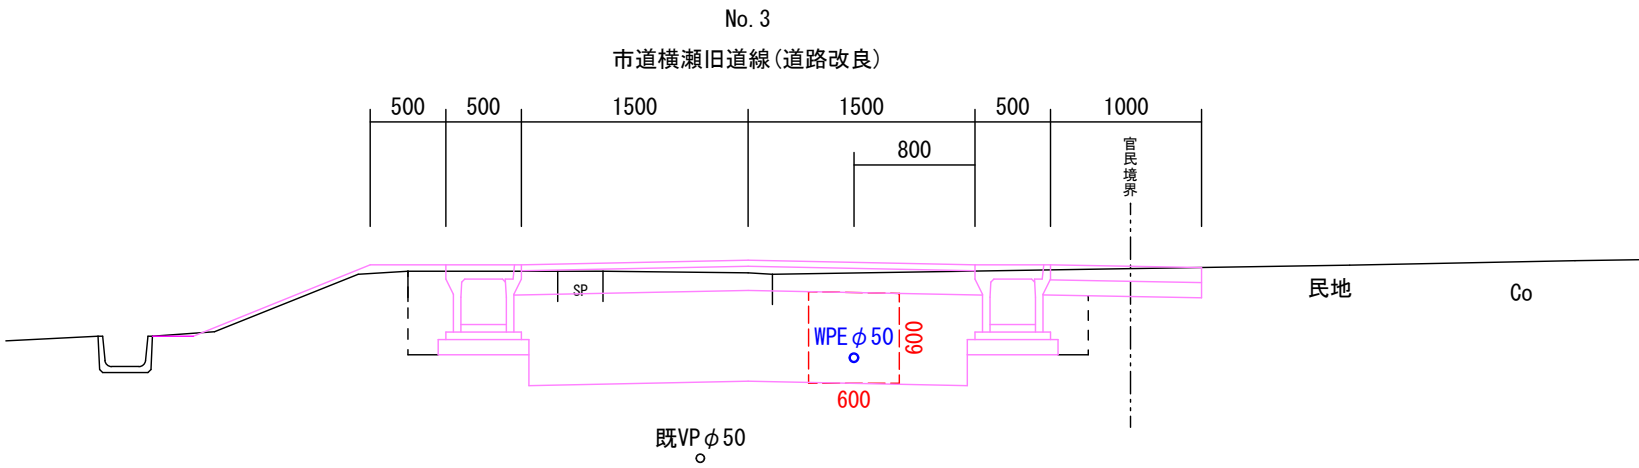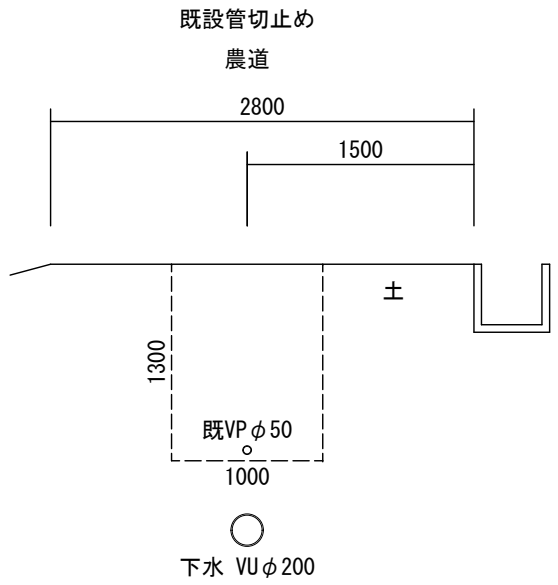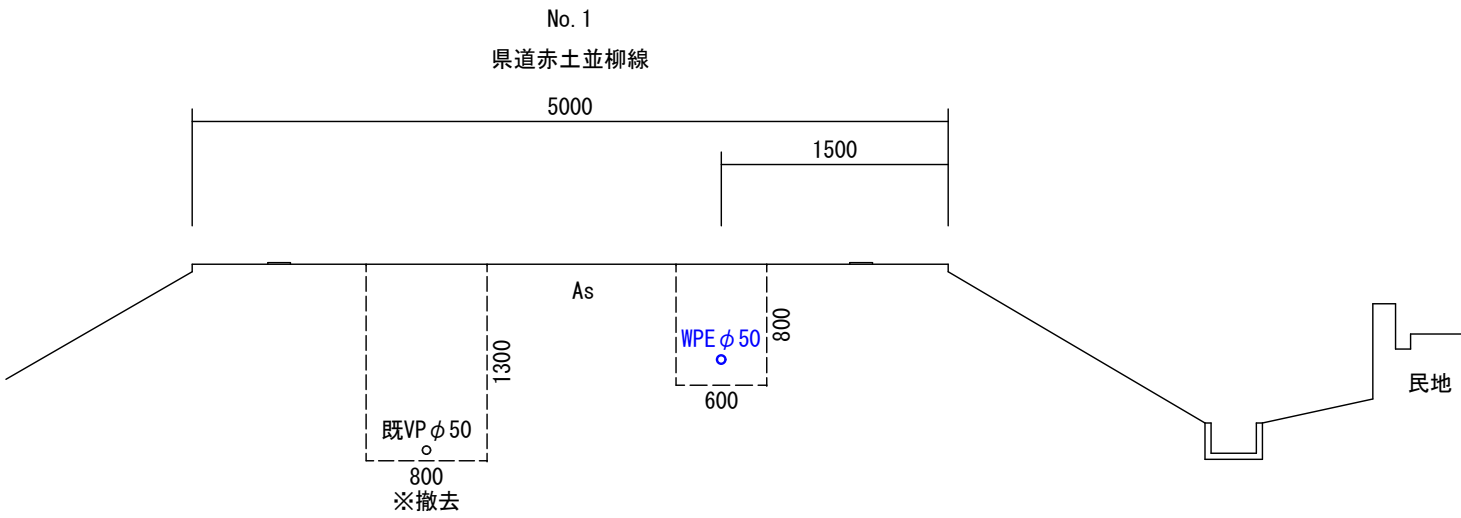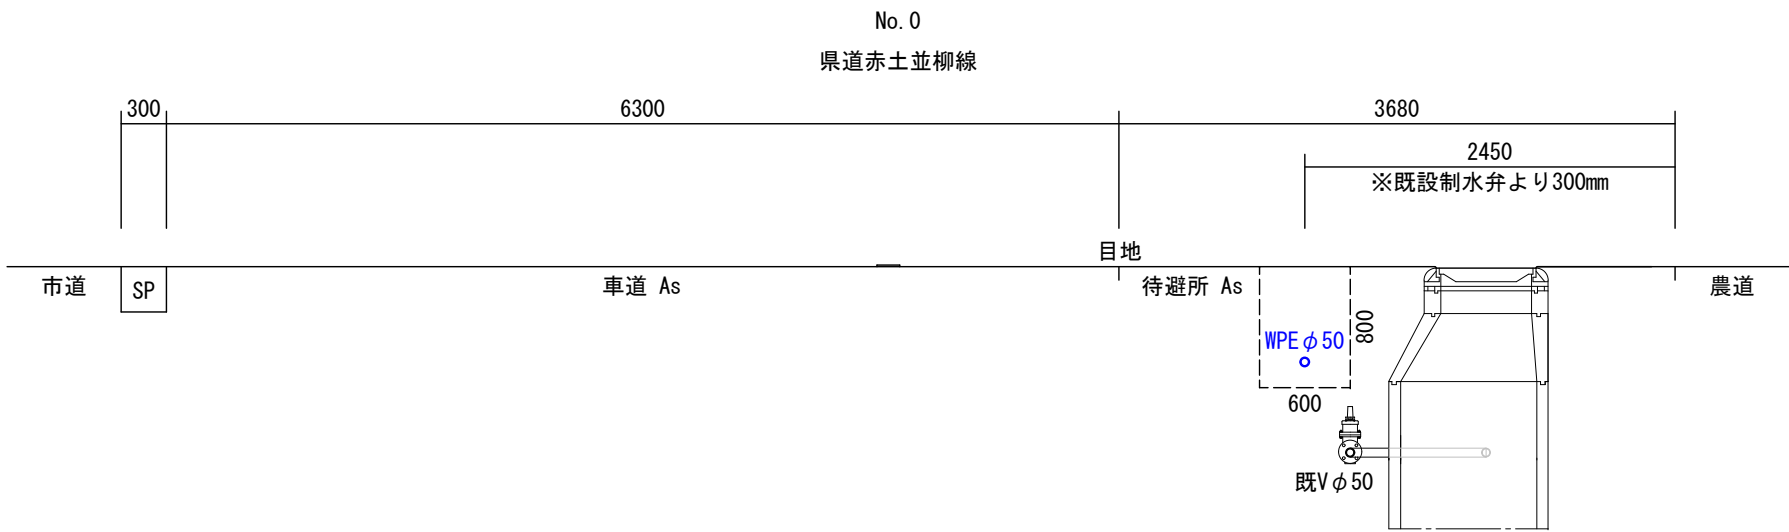


実施設計図

令和8年度 工事番号 令8単施工-31号				
魚沼市		横瀬		地内
横瀬旧道線水道管布設替工事				
横断面図				
縮尺		図示		
測量	年 月 日			図番
	年 月 日			2 / 4
設計		年 月 日		
魚沼市ガス水道局				


舗装構成 S=1:20

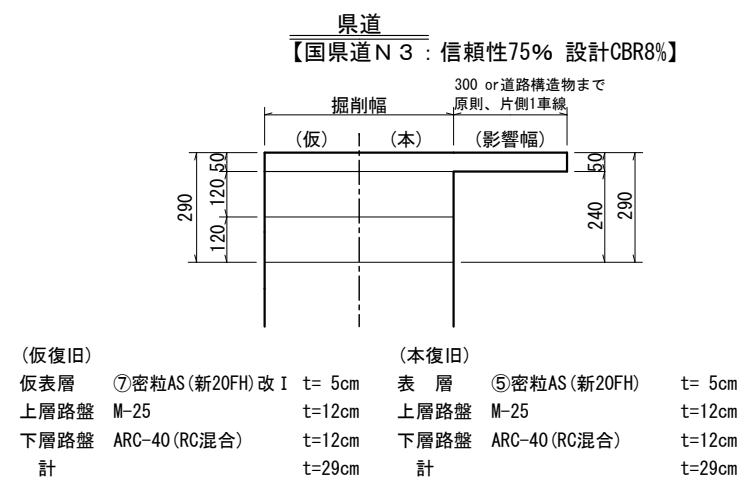


標準掘削断面図 S=1:20

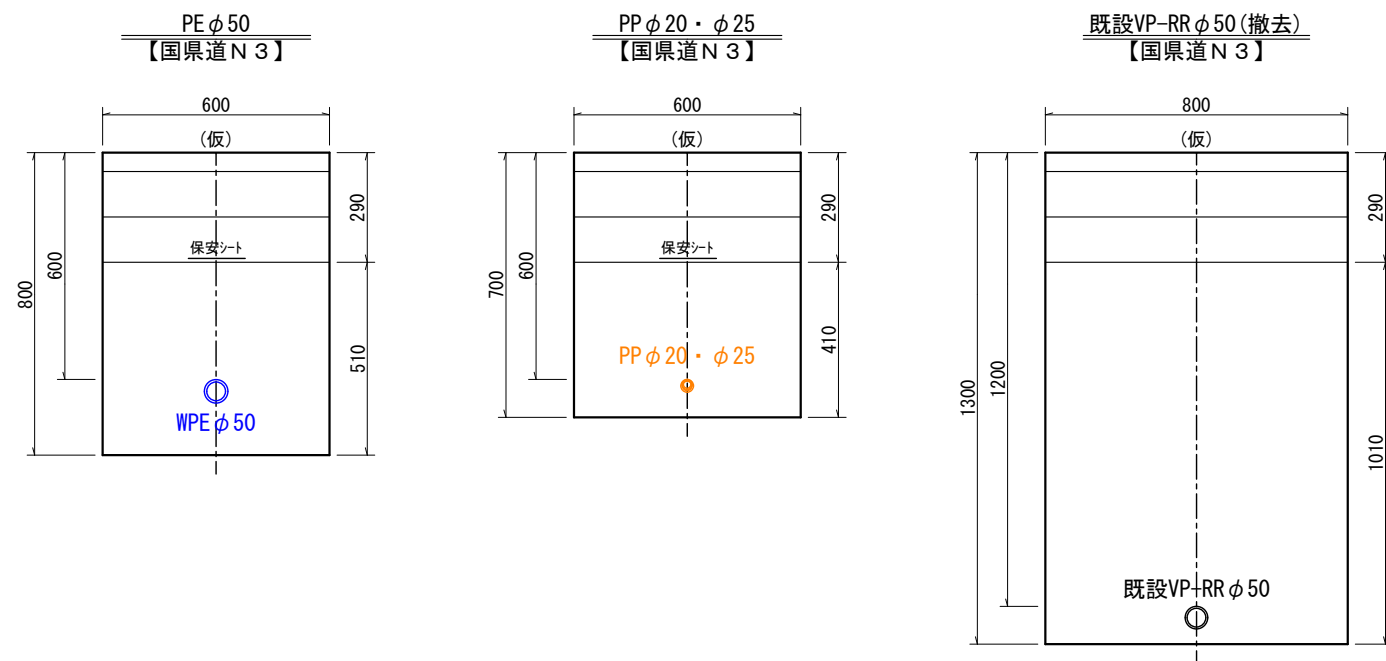

舗装構成 S=1:20

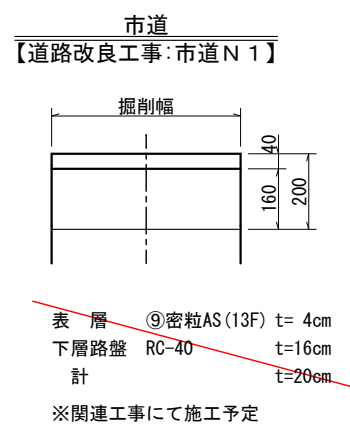


標準掘削断面図 S=1:20

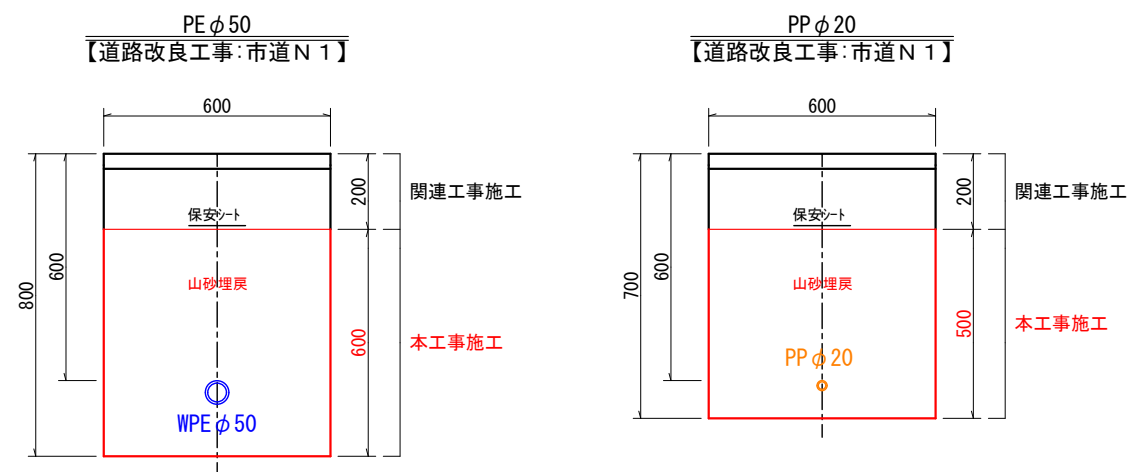

実施設計図

令和8年度 工事番号 令8単施工-31号				
魚沼市		横瀬		地内
横瀬旧道線水道管布設替工事				
舗装構成、標準掘削断面図				
縮尺		図示		
測量	年 月 日			図番
	年 月 日			3 / 4
魚沼市ガス水道局				

配管図 S=Free

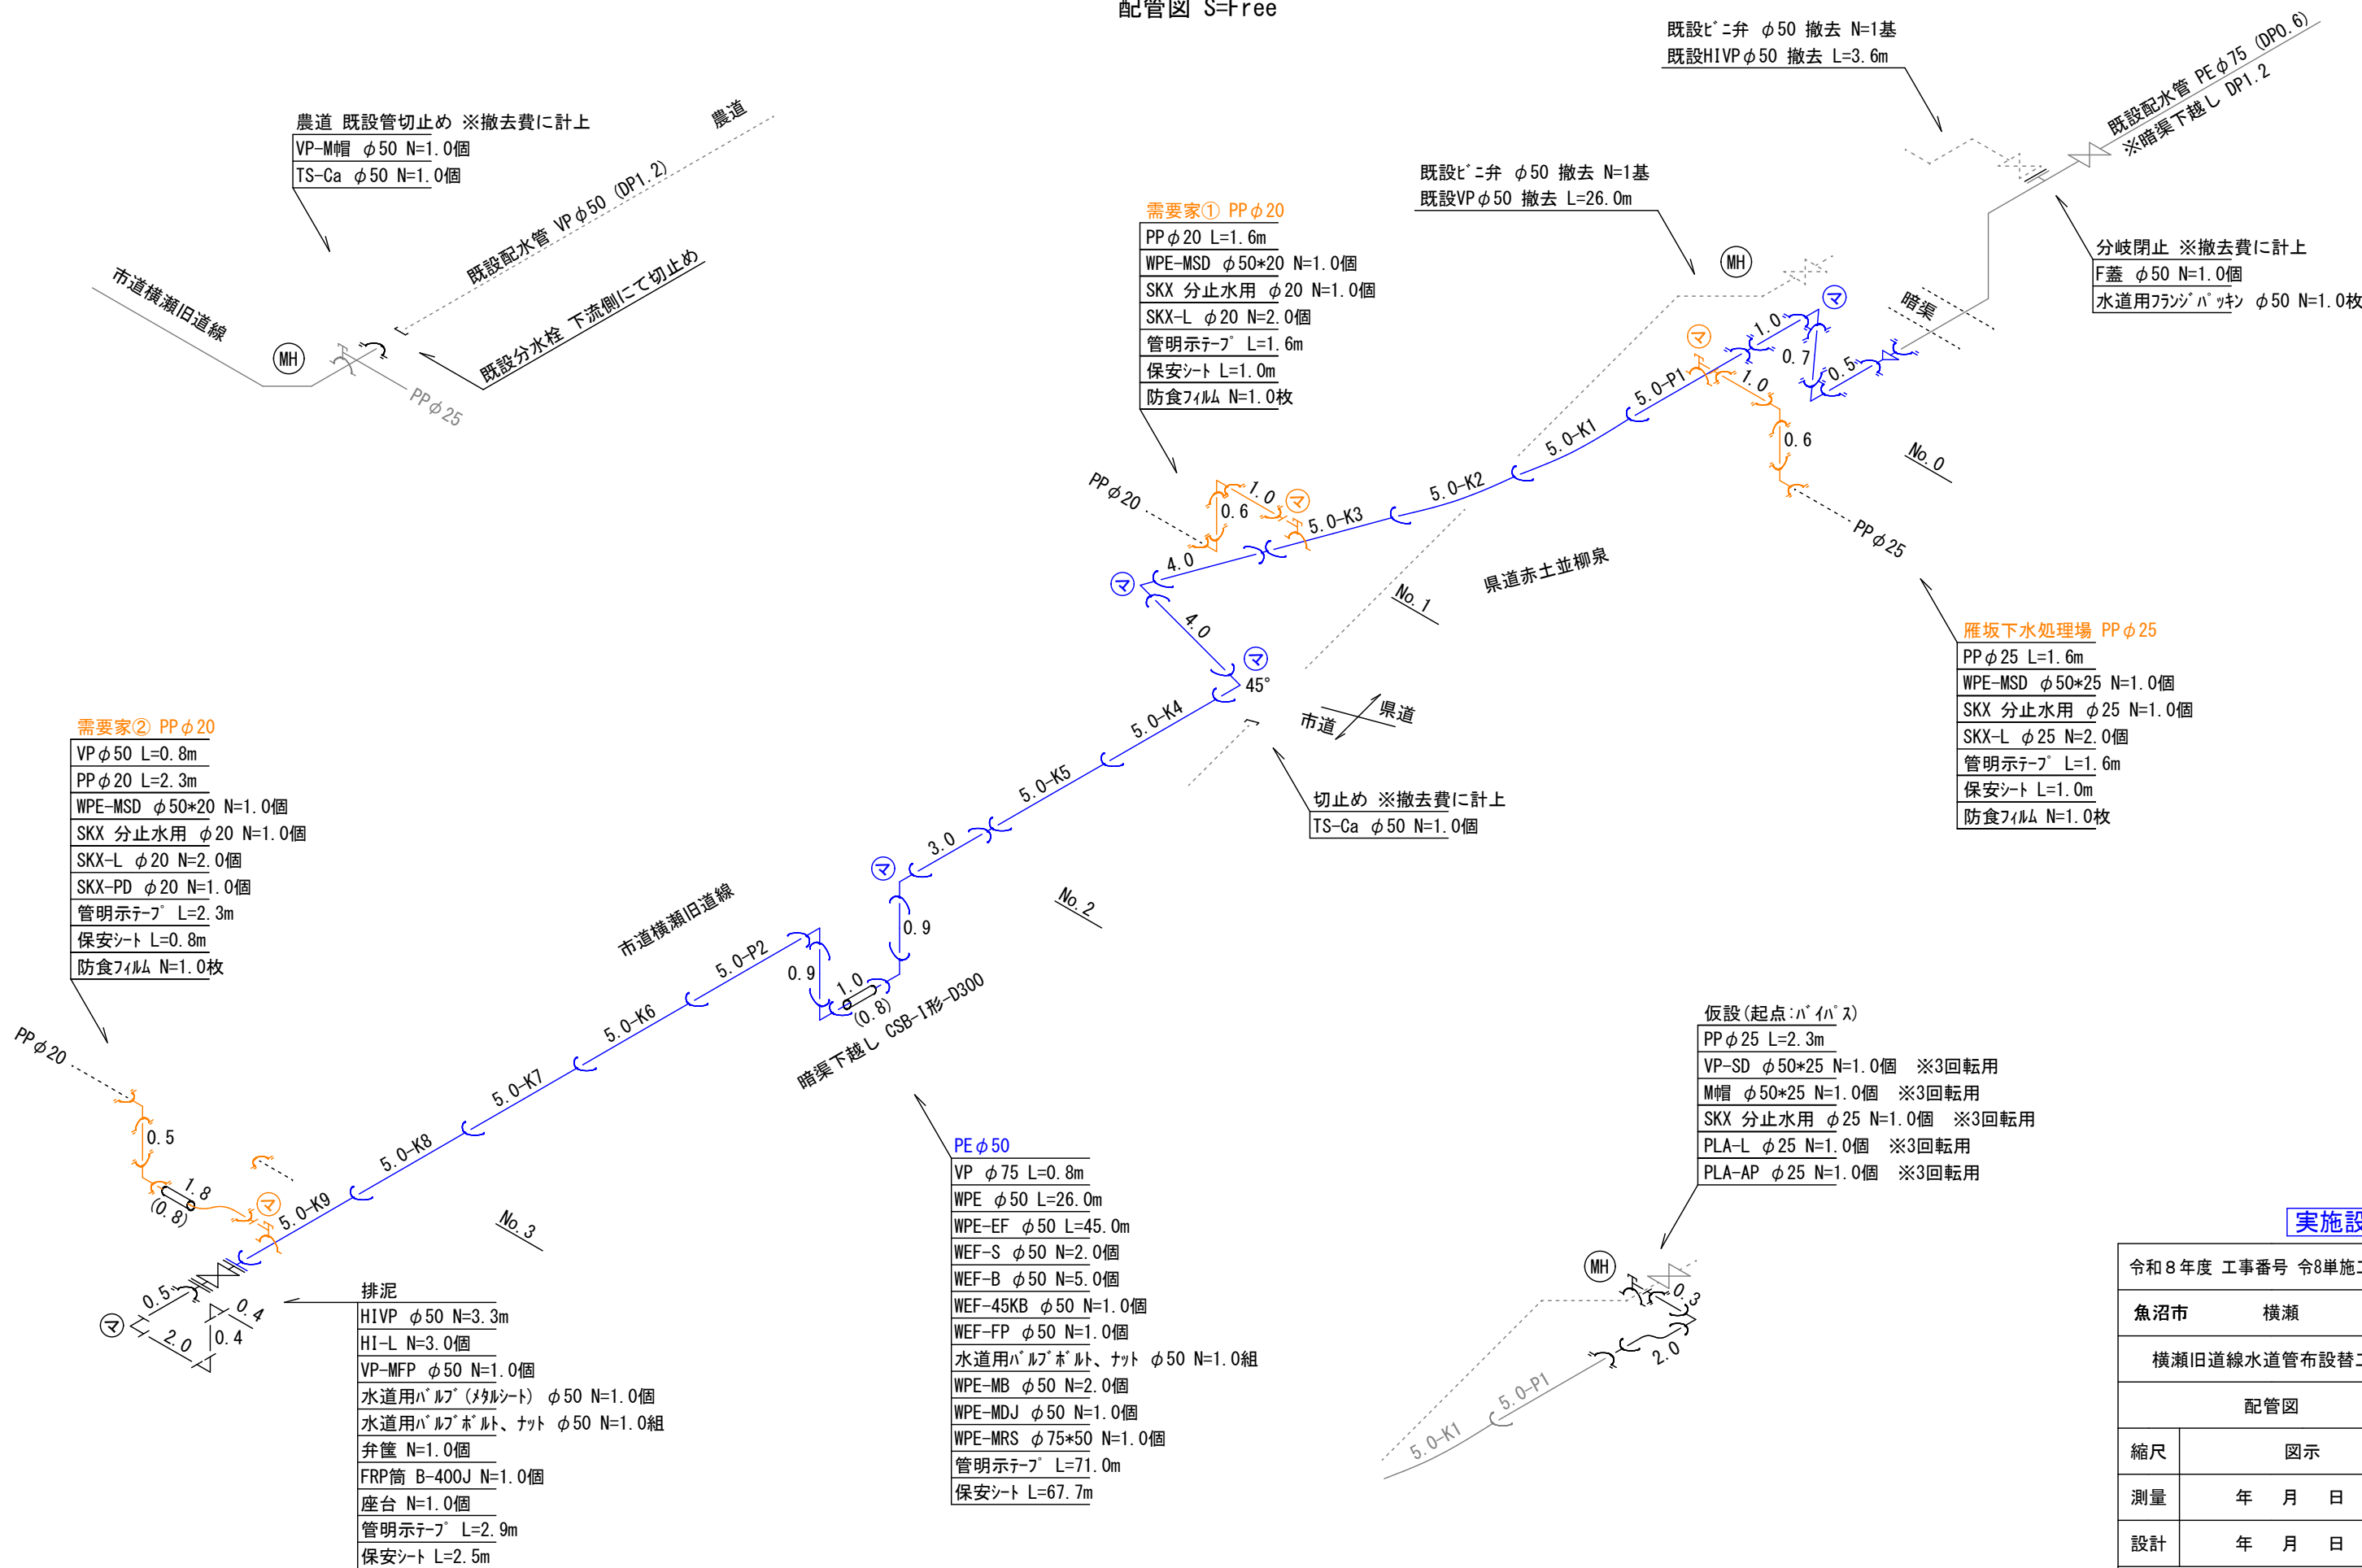

実施設計図

令和 8 年度 工事番号 令8単施工-31号					
魚沼市		横瀬		地内	
横瀬旧道線水道管布設替工事					
配管図					
縮尺		図示			
測量		年 月 日			図番
設計		年 月 日			4 / 4
魚沼市ガス水道局					