



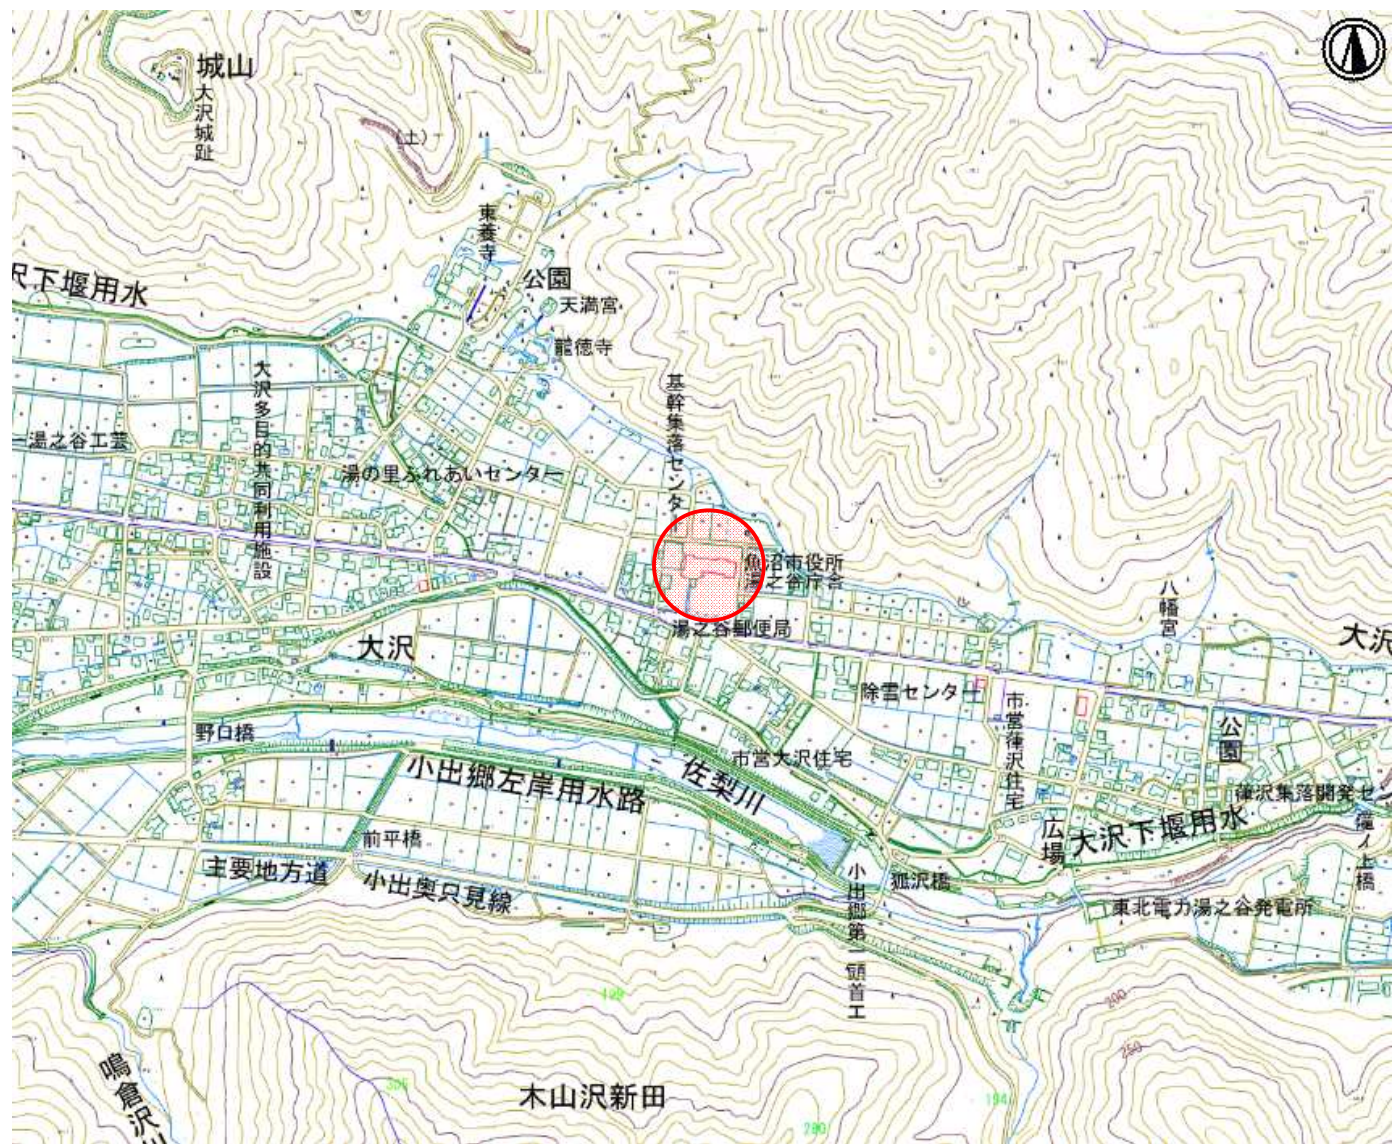

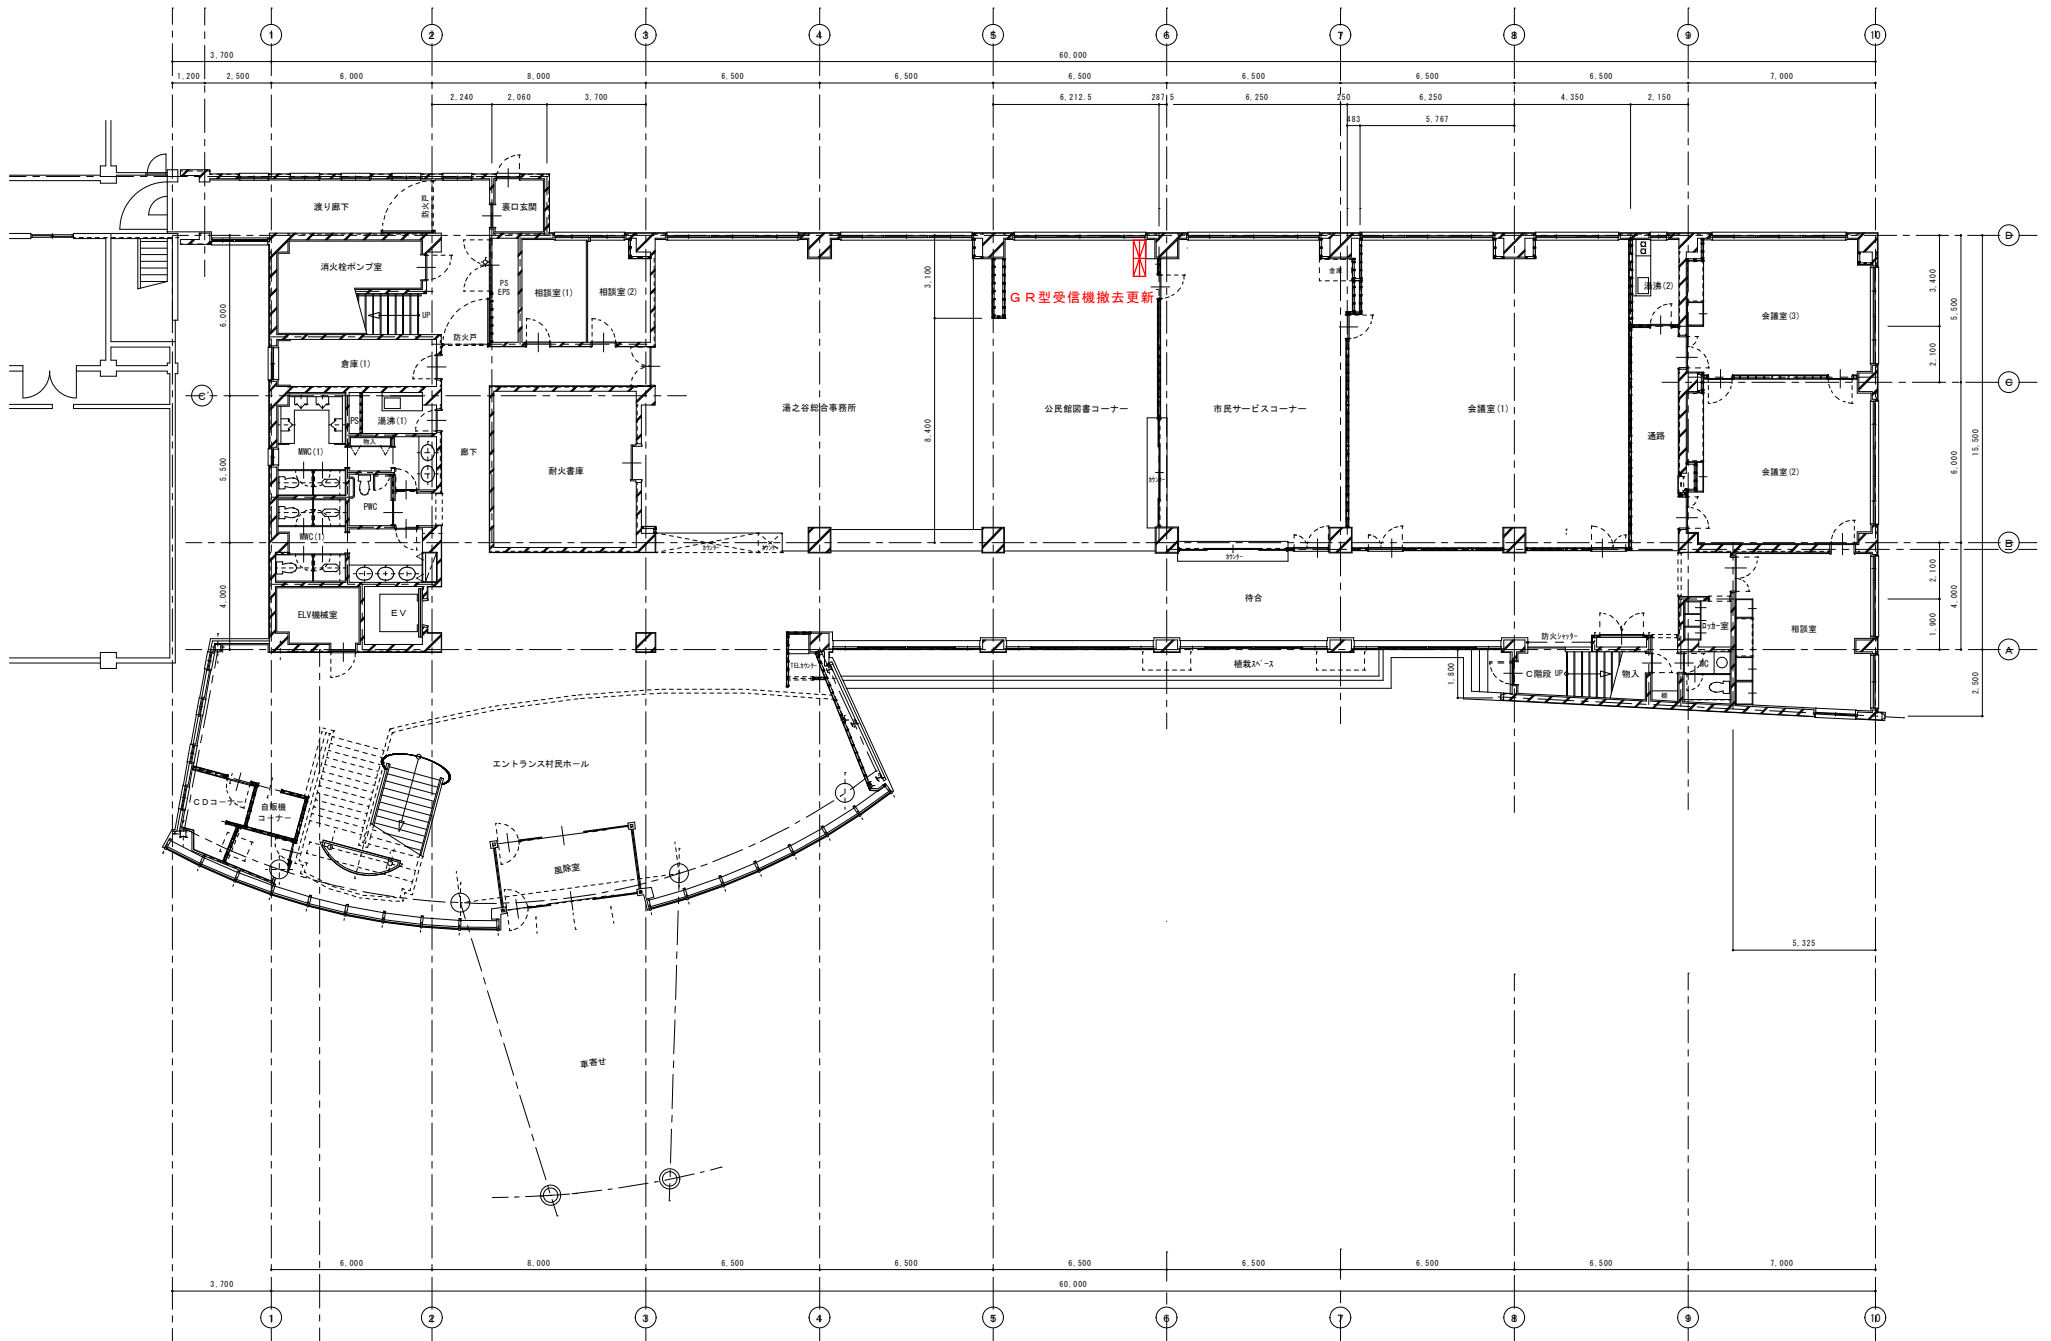

備考	



魚沼市 総務政策部 管財課
〒946-8601 新潟県魚沼市小出島910番地 電話 (025-792-1000)

工事名称	湯之谷会館自動火災受信機更新工事	年月日	2020.10	図面番号	E-11
図面名称	1階自動火災報知設備図	縮尺	S=1/100	室	⑤
				棟	機