


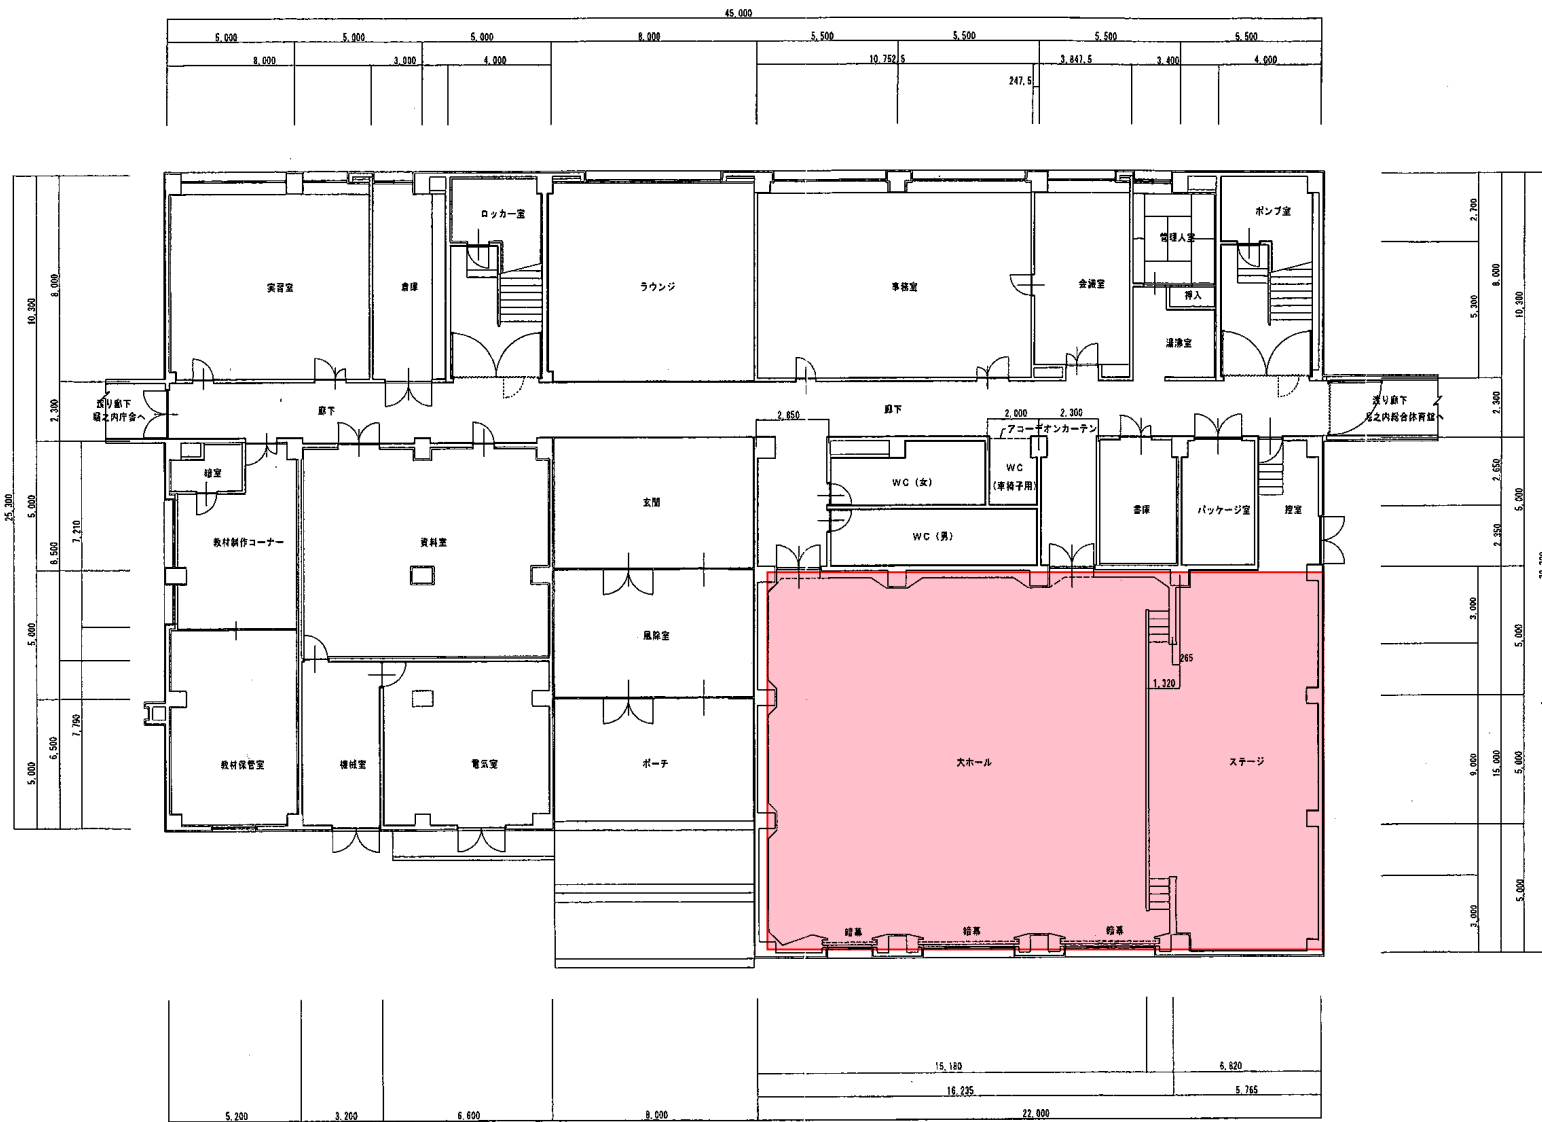

令8現単生工第19号

堀之内公民館大ホール照明器具取替工事

1階平面図

日付  
H 24 年 月 日  
縮尺  
1 : 100